

第一浄水場ほか配水管点検及び漏水調査業務委託


図 面 目 録


図面番号	図 面 名 称
1-1	配水管点検位置図
1-2	〃
1-3	漏水調査位置図
2	管路台帳 1/8 (第三浄水場・第一浄水場・北上ろ過施設)
3	管路台帳 2/8 (第三浄水場・第一浄水場・北上ろ過施設)
4	管路台帳 3/8 (第三浄水場・第一浄水場・北上ろ過施設)
5	管路台帳 4/8 (第三浄水場・第一浄水場・北上ろ過施設)
6	管路台帳 5/8 (第三浄水場・第一浄水場・北上ろ過施設)
7	管路台帳 6/8 (第二送水)
8	管路台帳 7/8 (第二配水)
9	管路台帳 8/8 (新北上)
10	第二送水管平面図 1/12
11	第二送水管平面図 2/12
12	第二送水管平面図 3/12
13	第二送水管平面図 4/12
14	第二送水管平面図 5/12
15	第二送水管平面図 6/12
16	第二送水管平面図 7/12
17	第二送水管平面図 8/12
18	第二送水管平面図 9/12
19	第二送水管平面図 10/12
20	第二送水管平面図 11/12
21	第二送水管平面図 12/12


令和7年度


岩手県企業局県南施設管理所


位置図

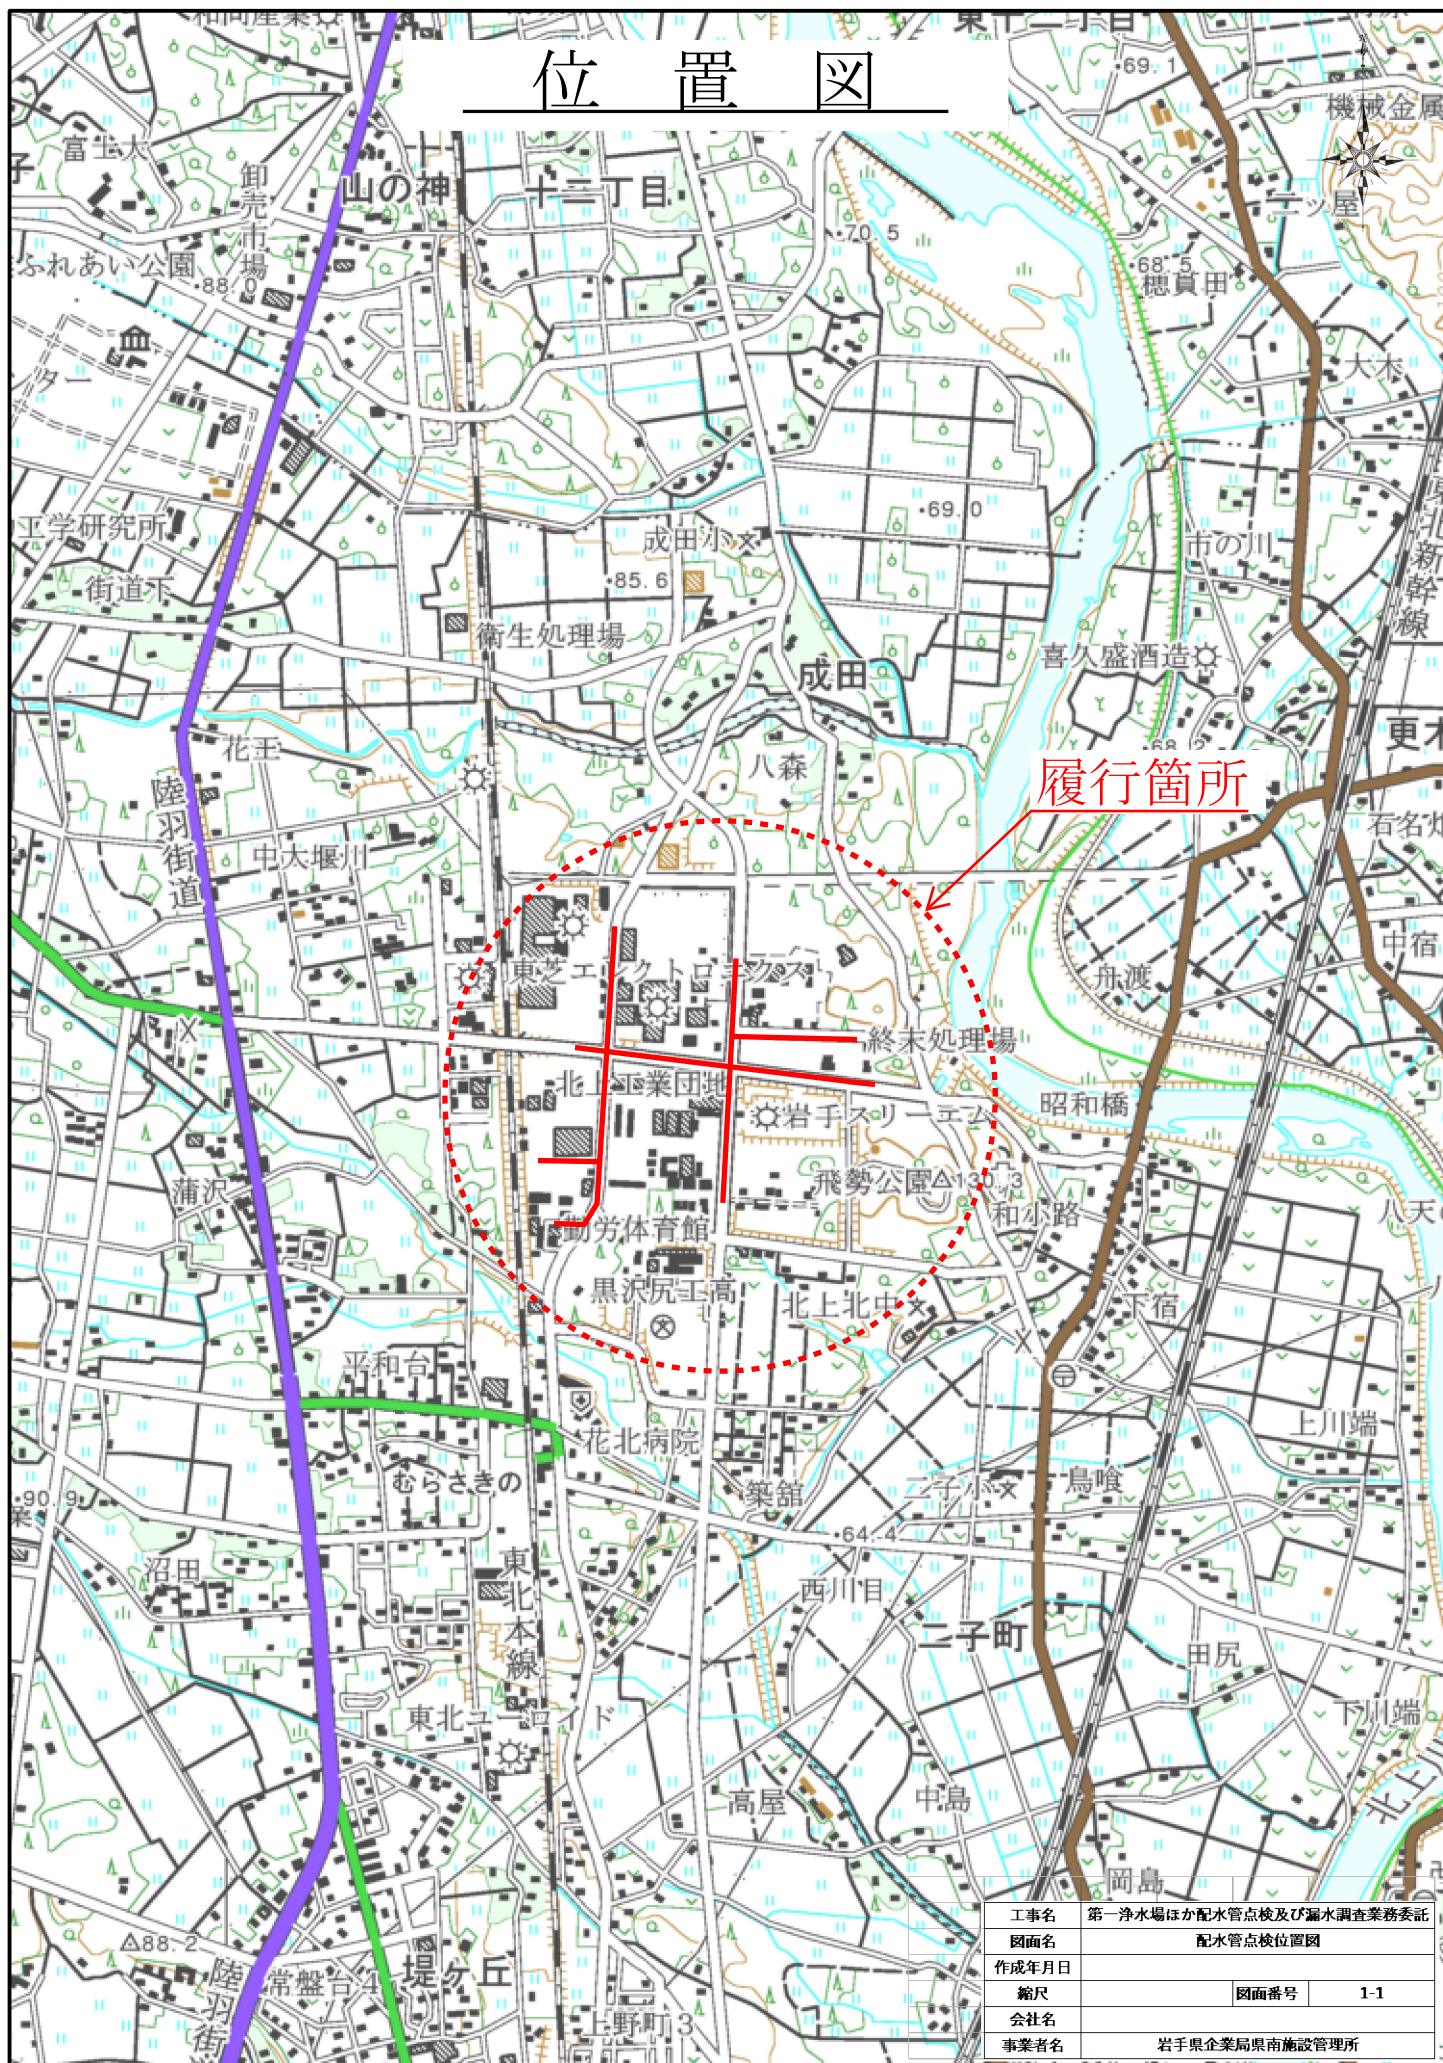

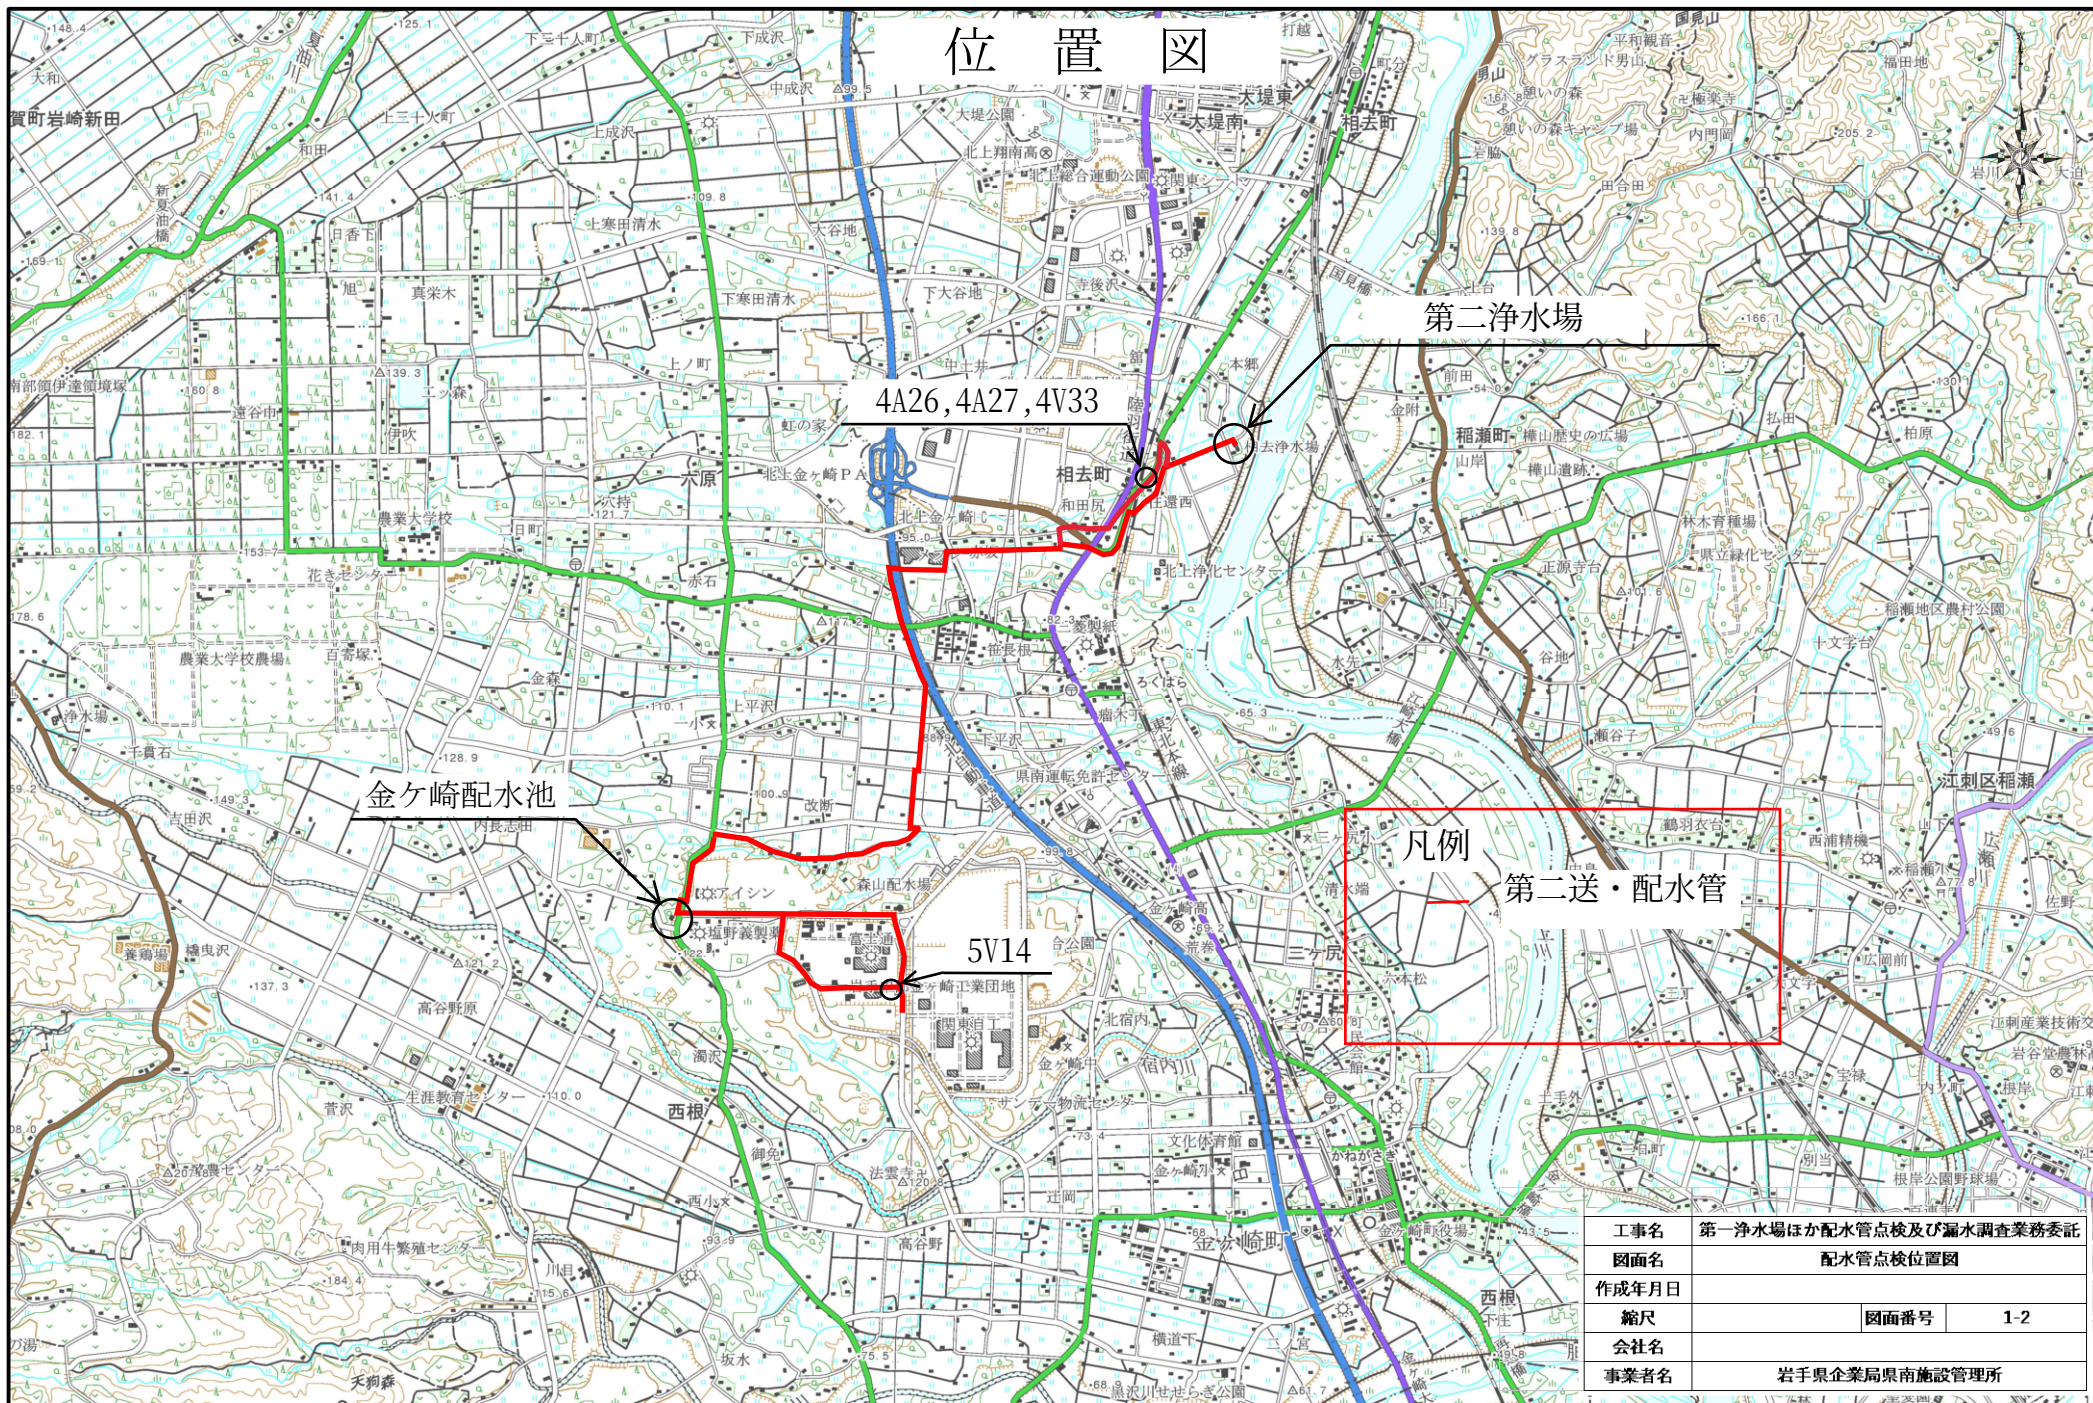

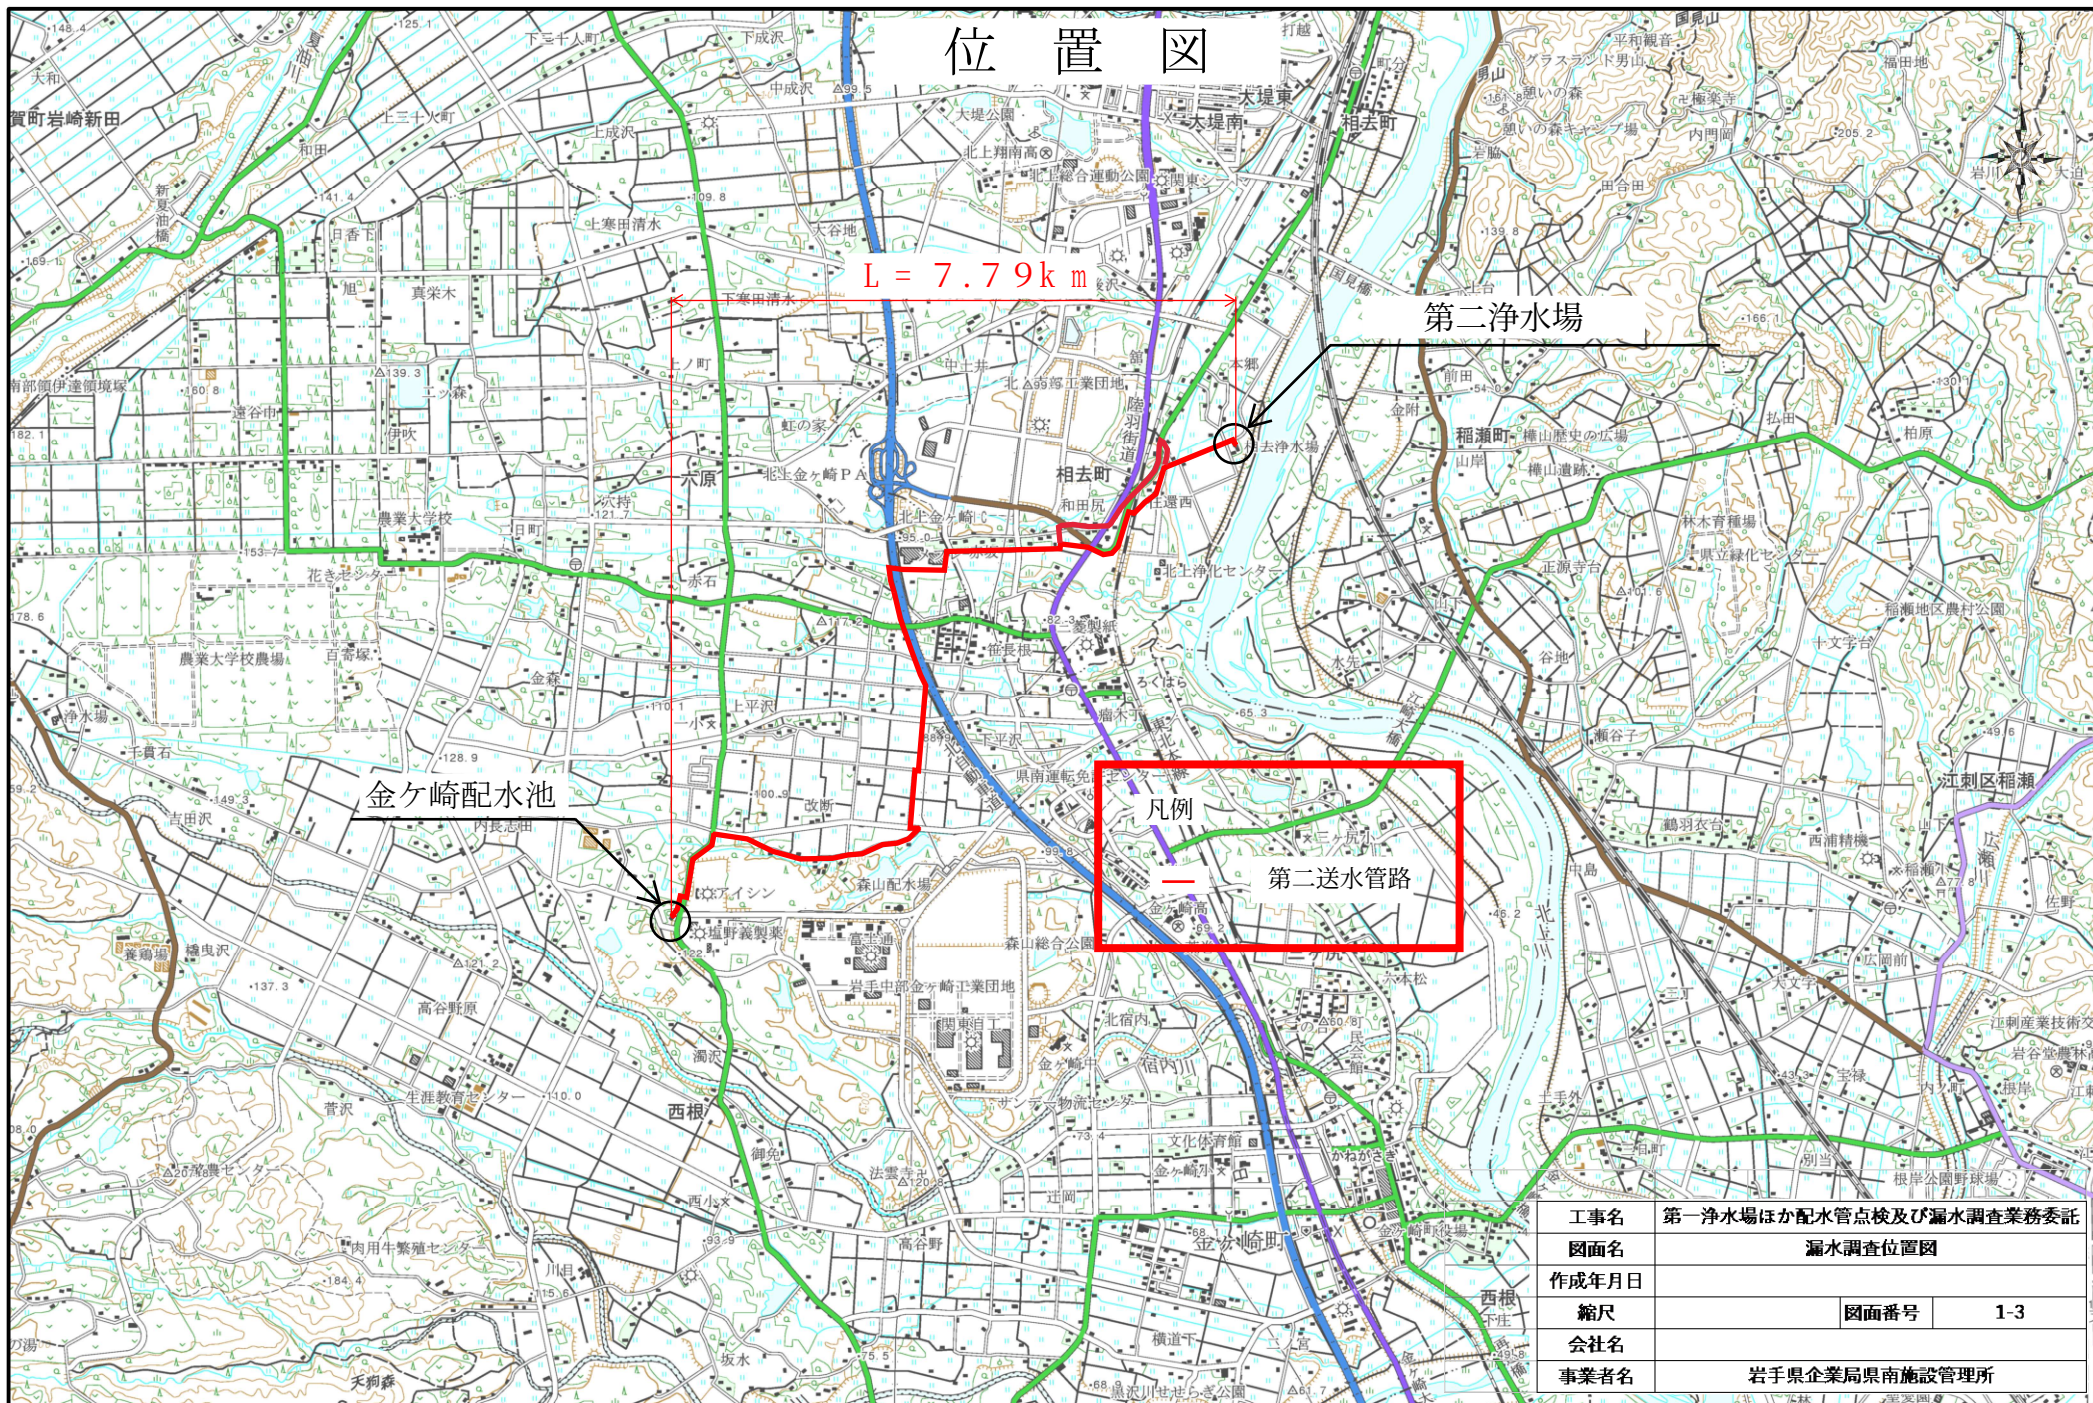

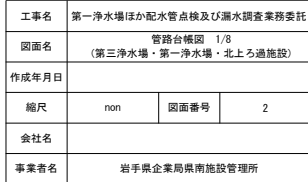


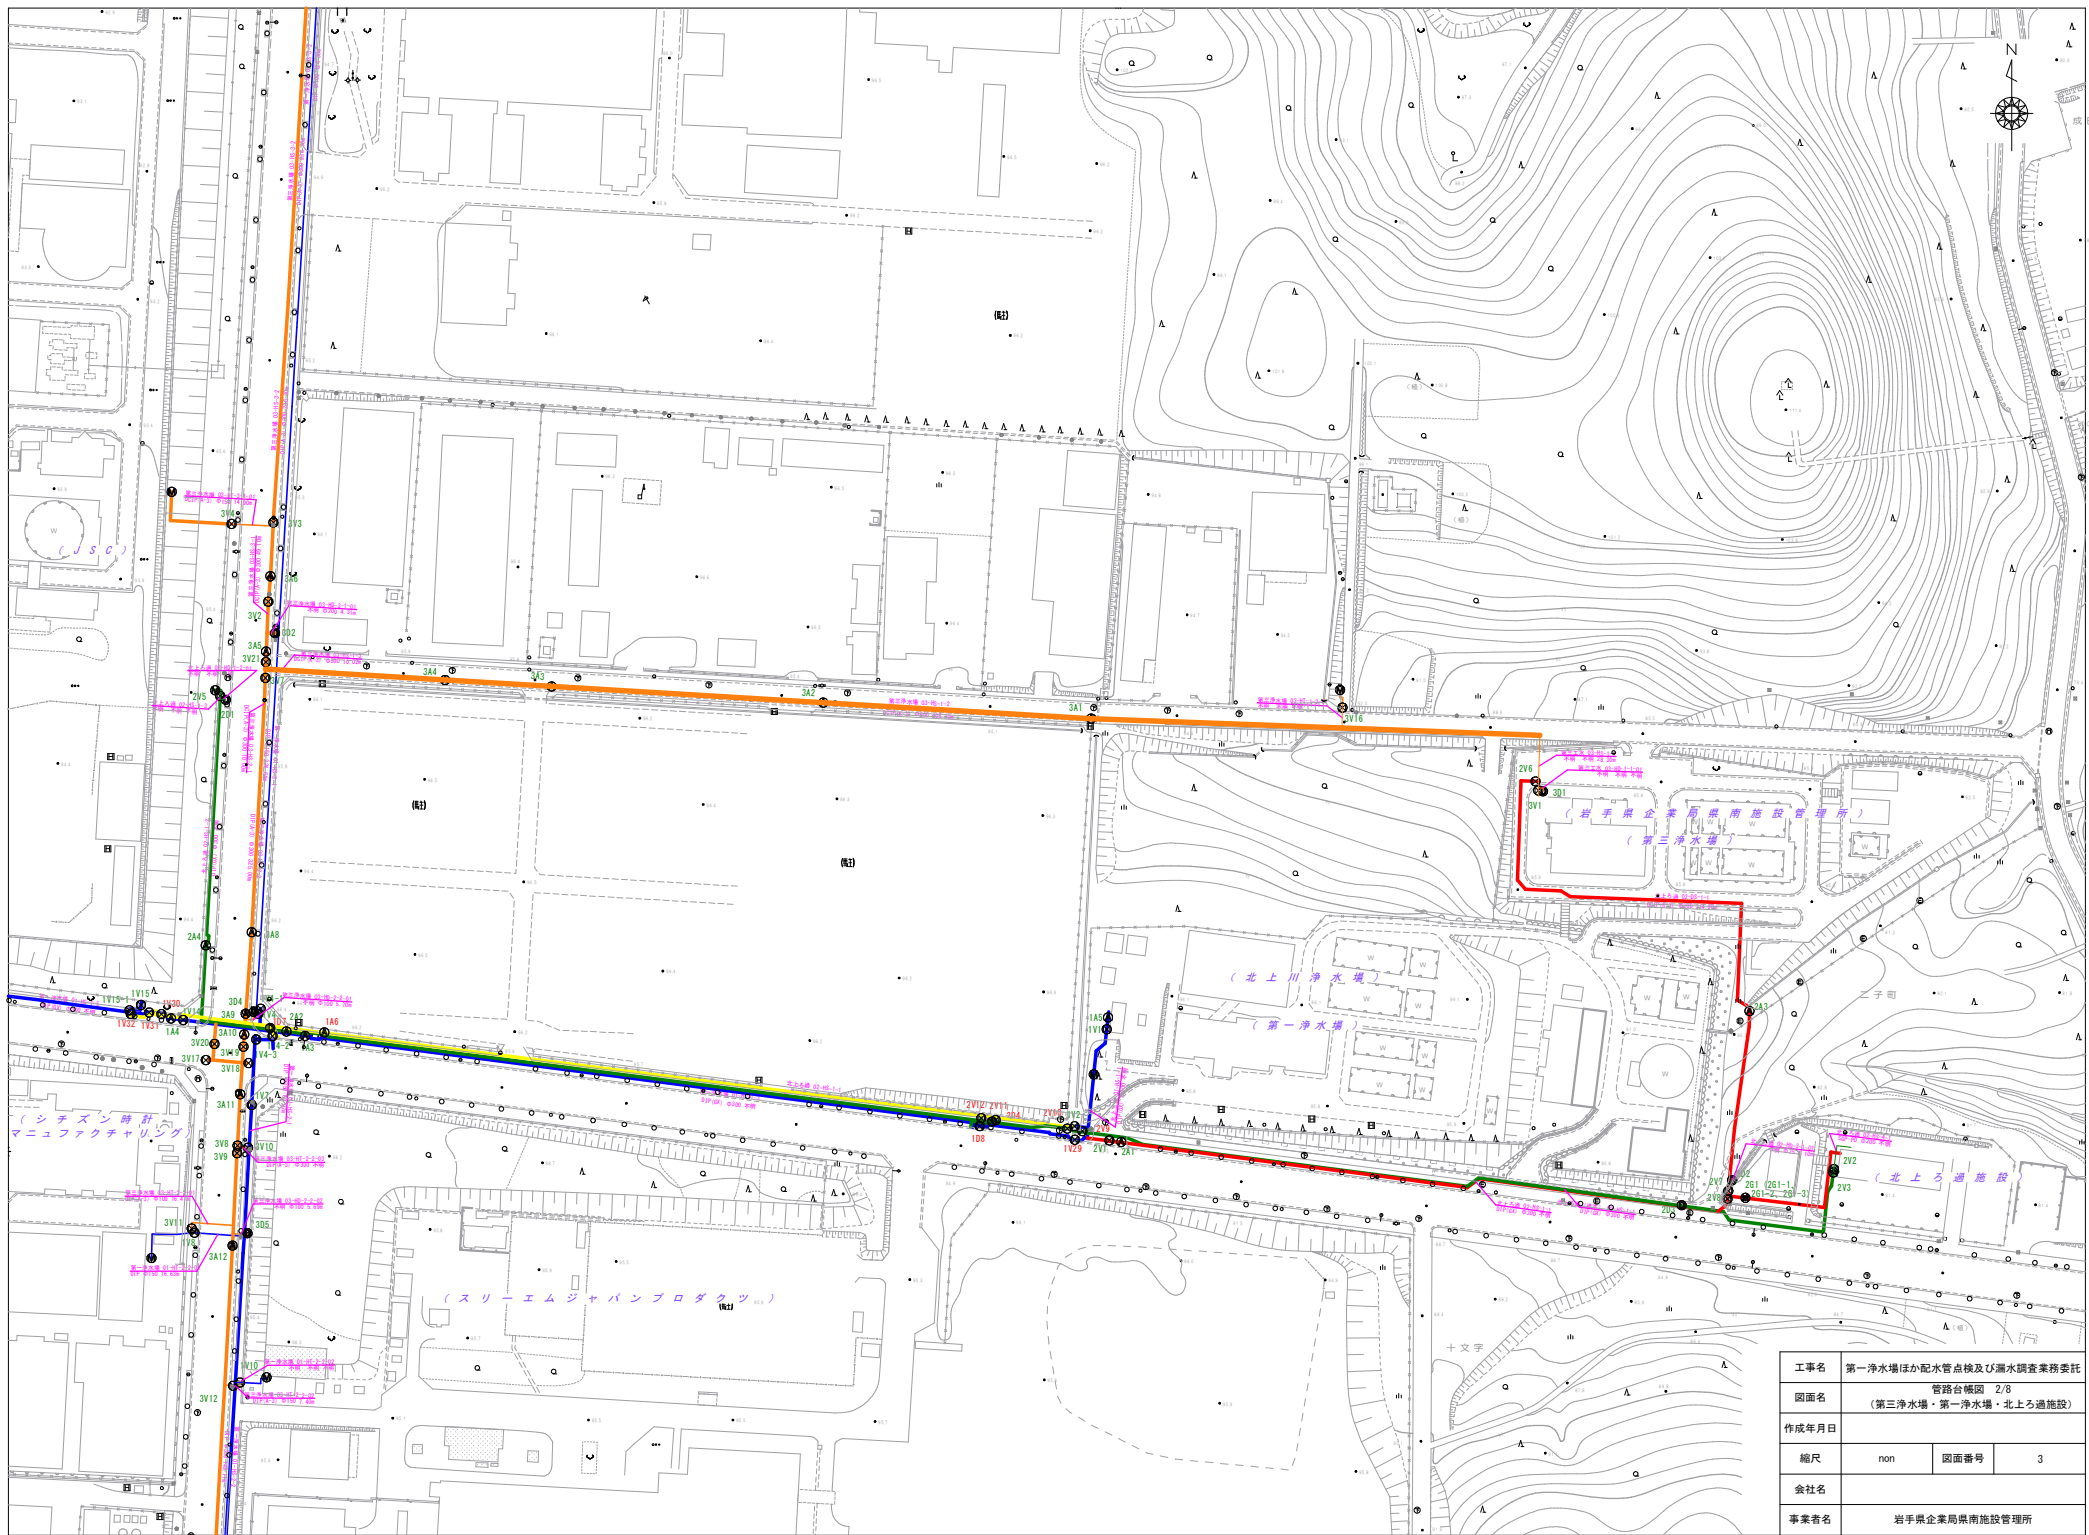


工事名	第一浄水場ほか配水管点検及び漏水調査業務委託		
図面名	管路台帳図 2/8 (第三浄水場・第一浄水場・北上ろ過施設)		
作成年月日			
縮尺	non	図面番号	3
会社名			
事業者名	岩手県企業局南施設管理所		




工事名	第一浄水場ほか配水管点検及び漏水調査業務委託		
図面名	管路台帳図 3/8 (第三浄水場・第一浄水場・北上ろ過施設)		
作成年月日			
縮尺	non	図面番号	4
会社名			
事業者名	岩手県企業局東南施設管理所		


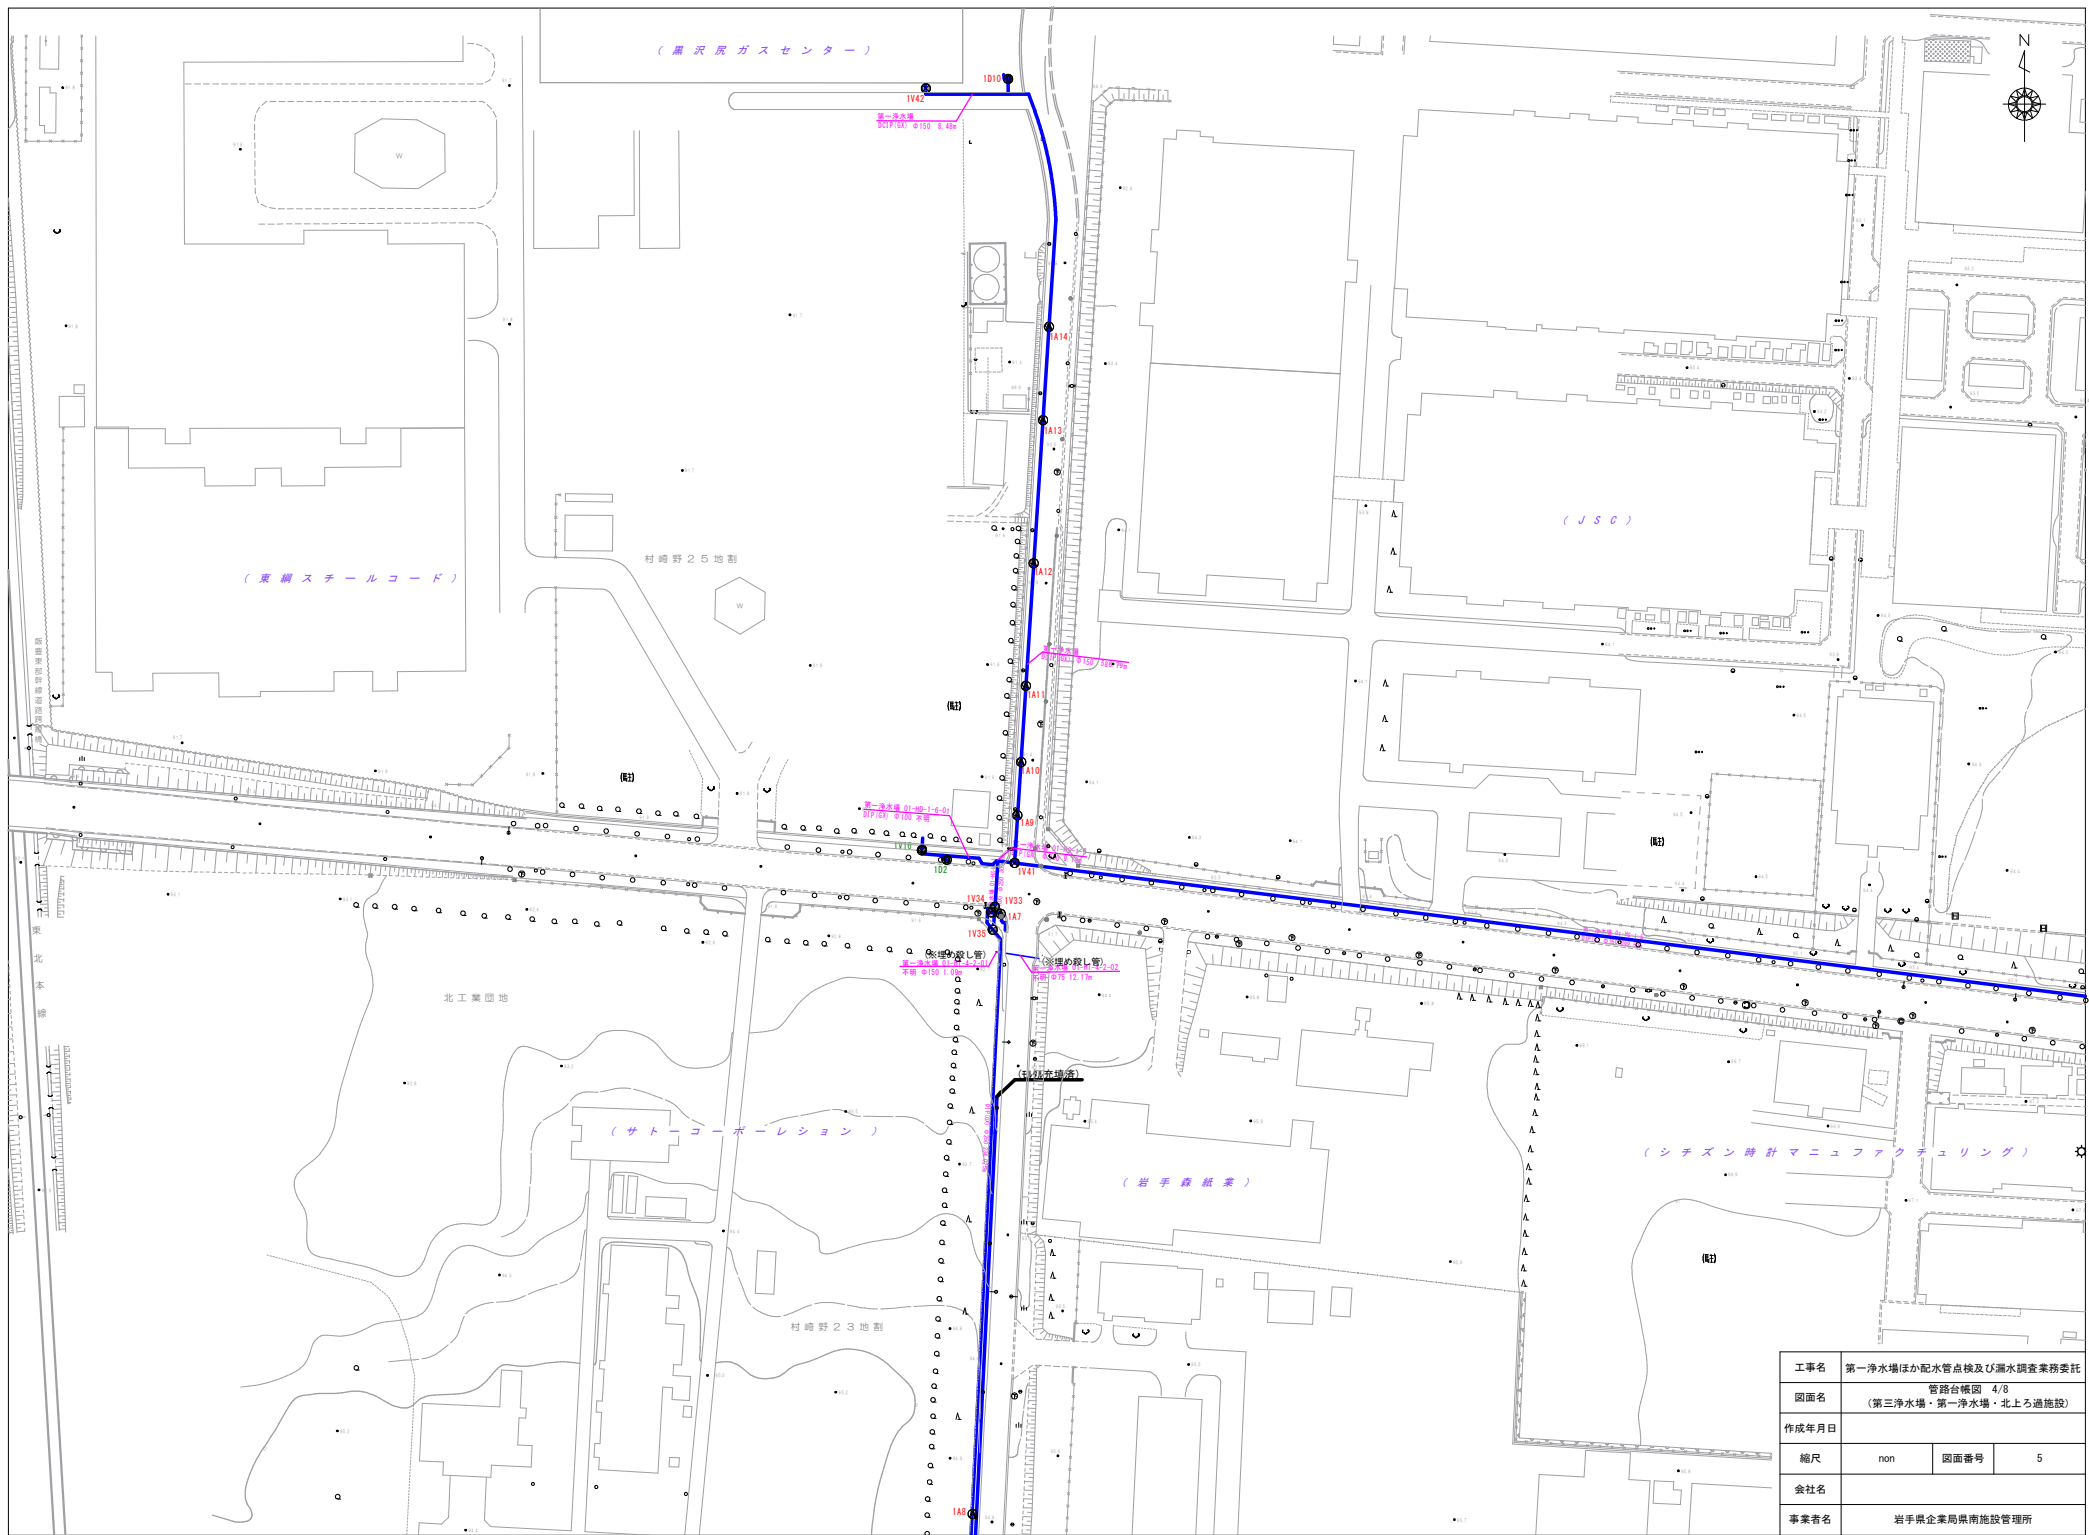


工事名	第一浄水場ほか配水管点検及び漏水調査業務委託		
図面名	管路台帳図 4/8 (第三浄水場・第一浄水場・北上ろ過施設)		
作成年月日			
縮尺	non	図面番号	5
会社名			
事業者名	岩手県企業局県南施設管理所		

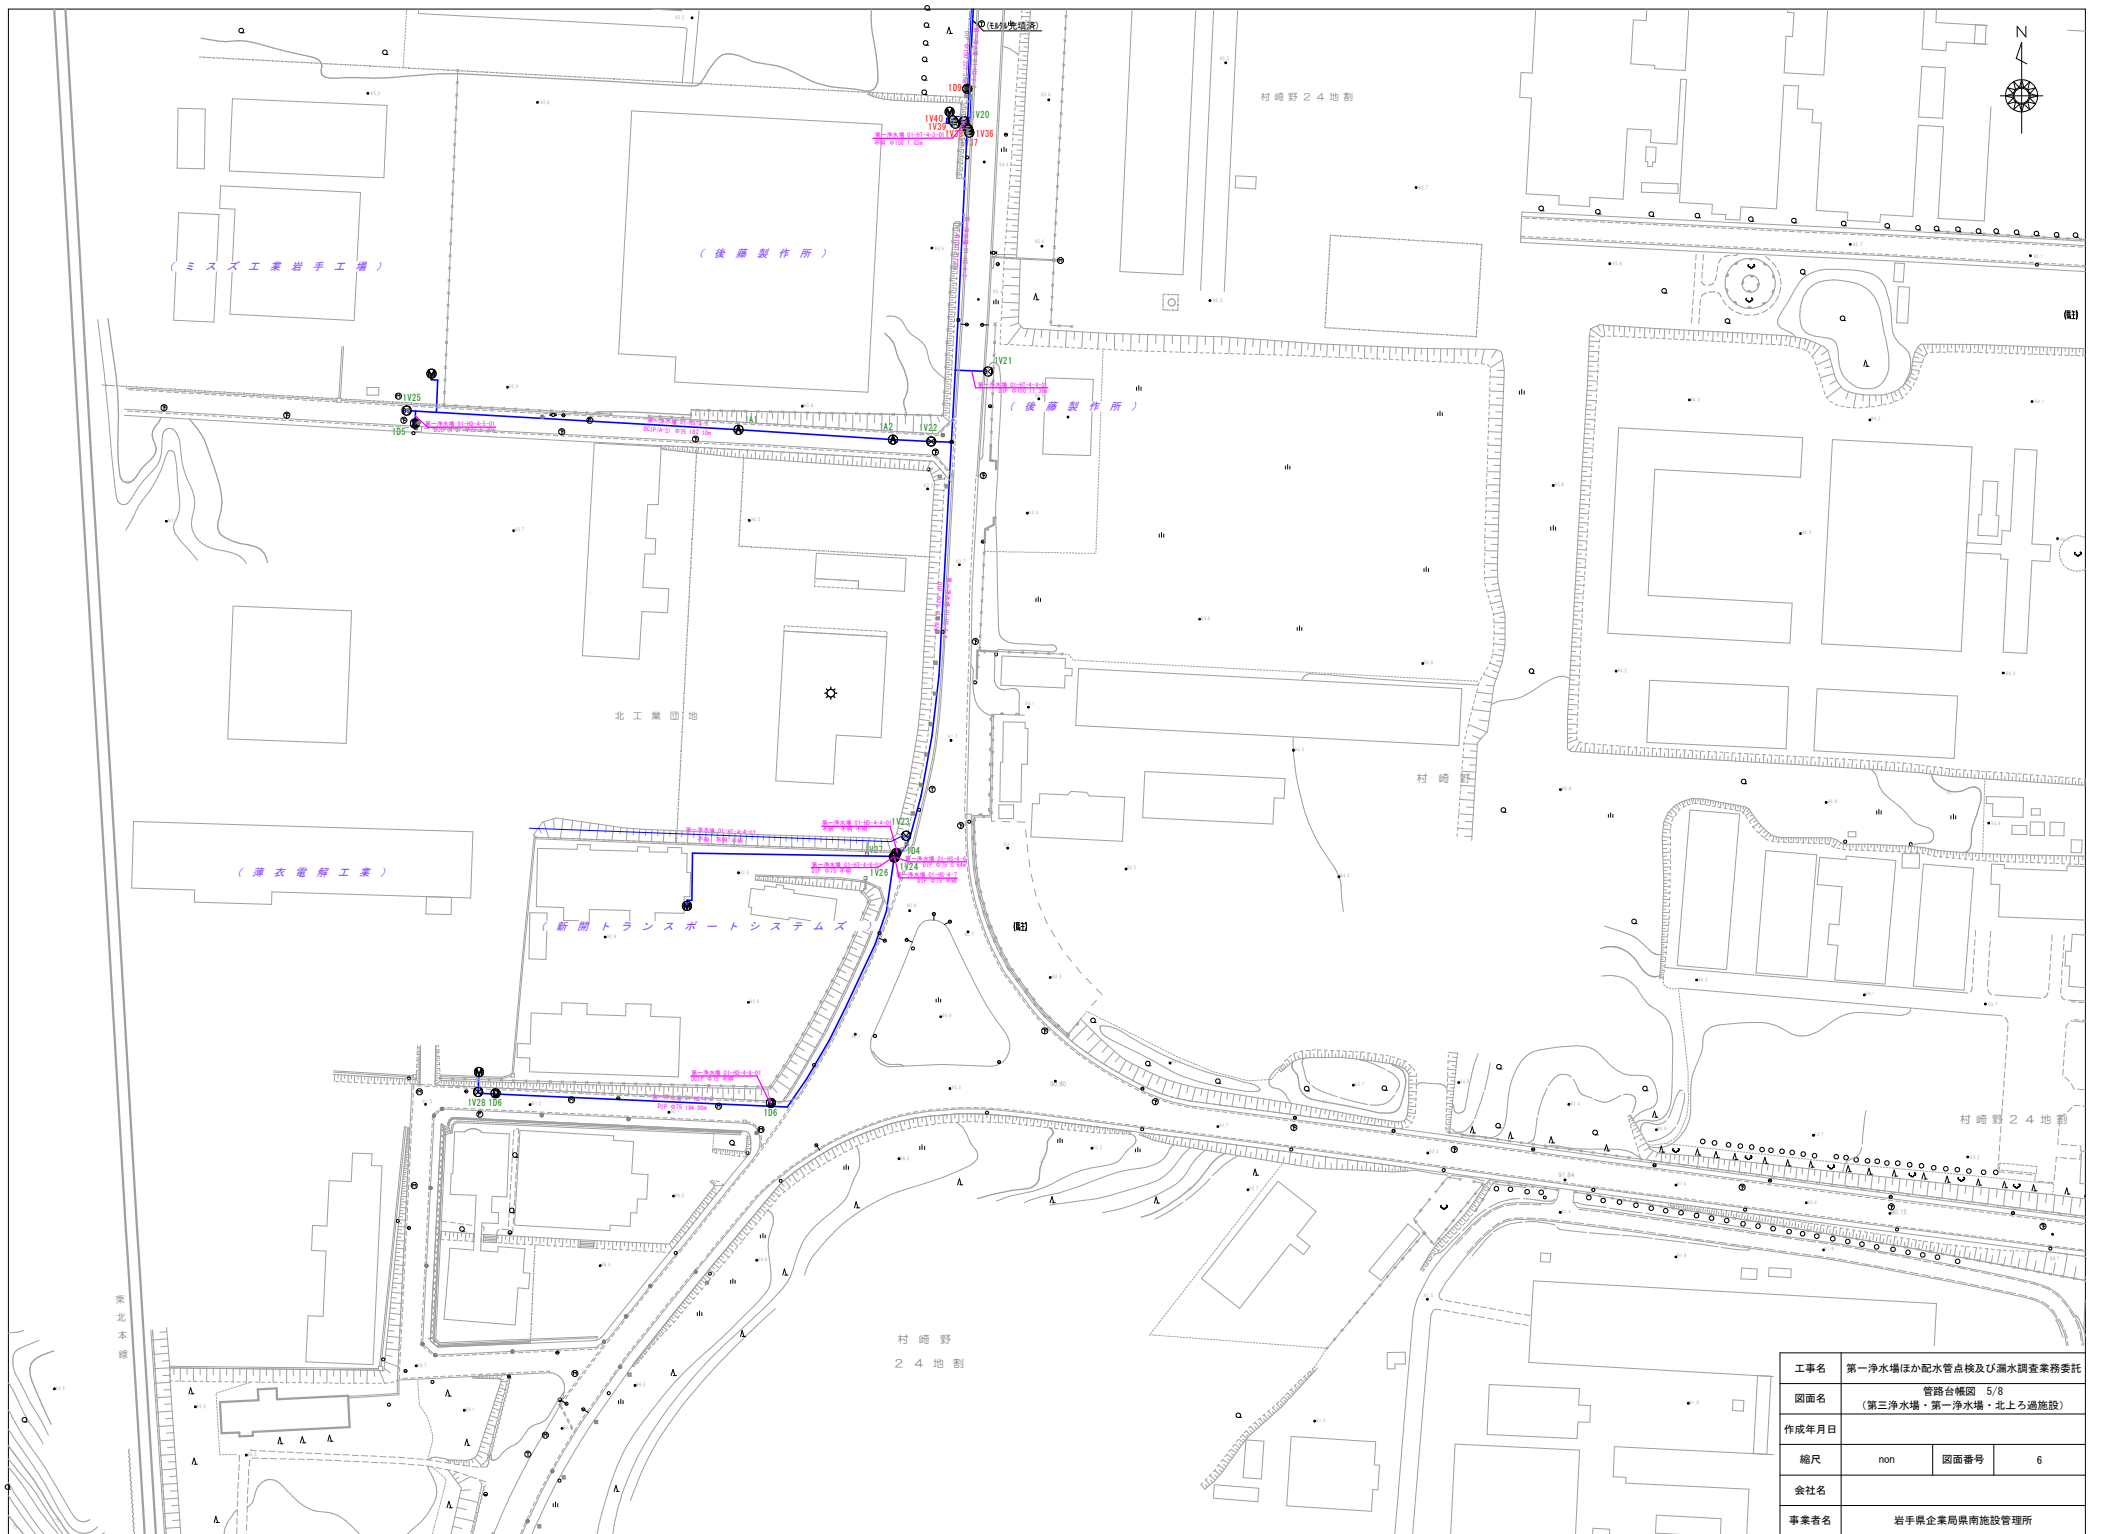

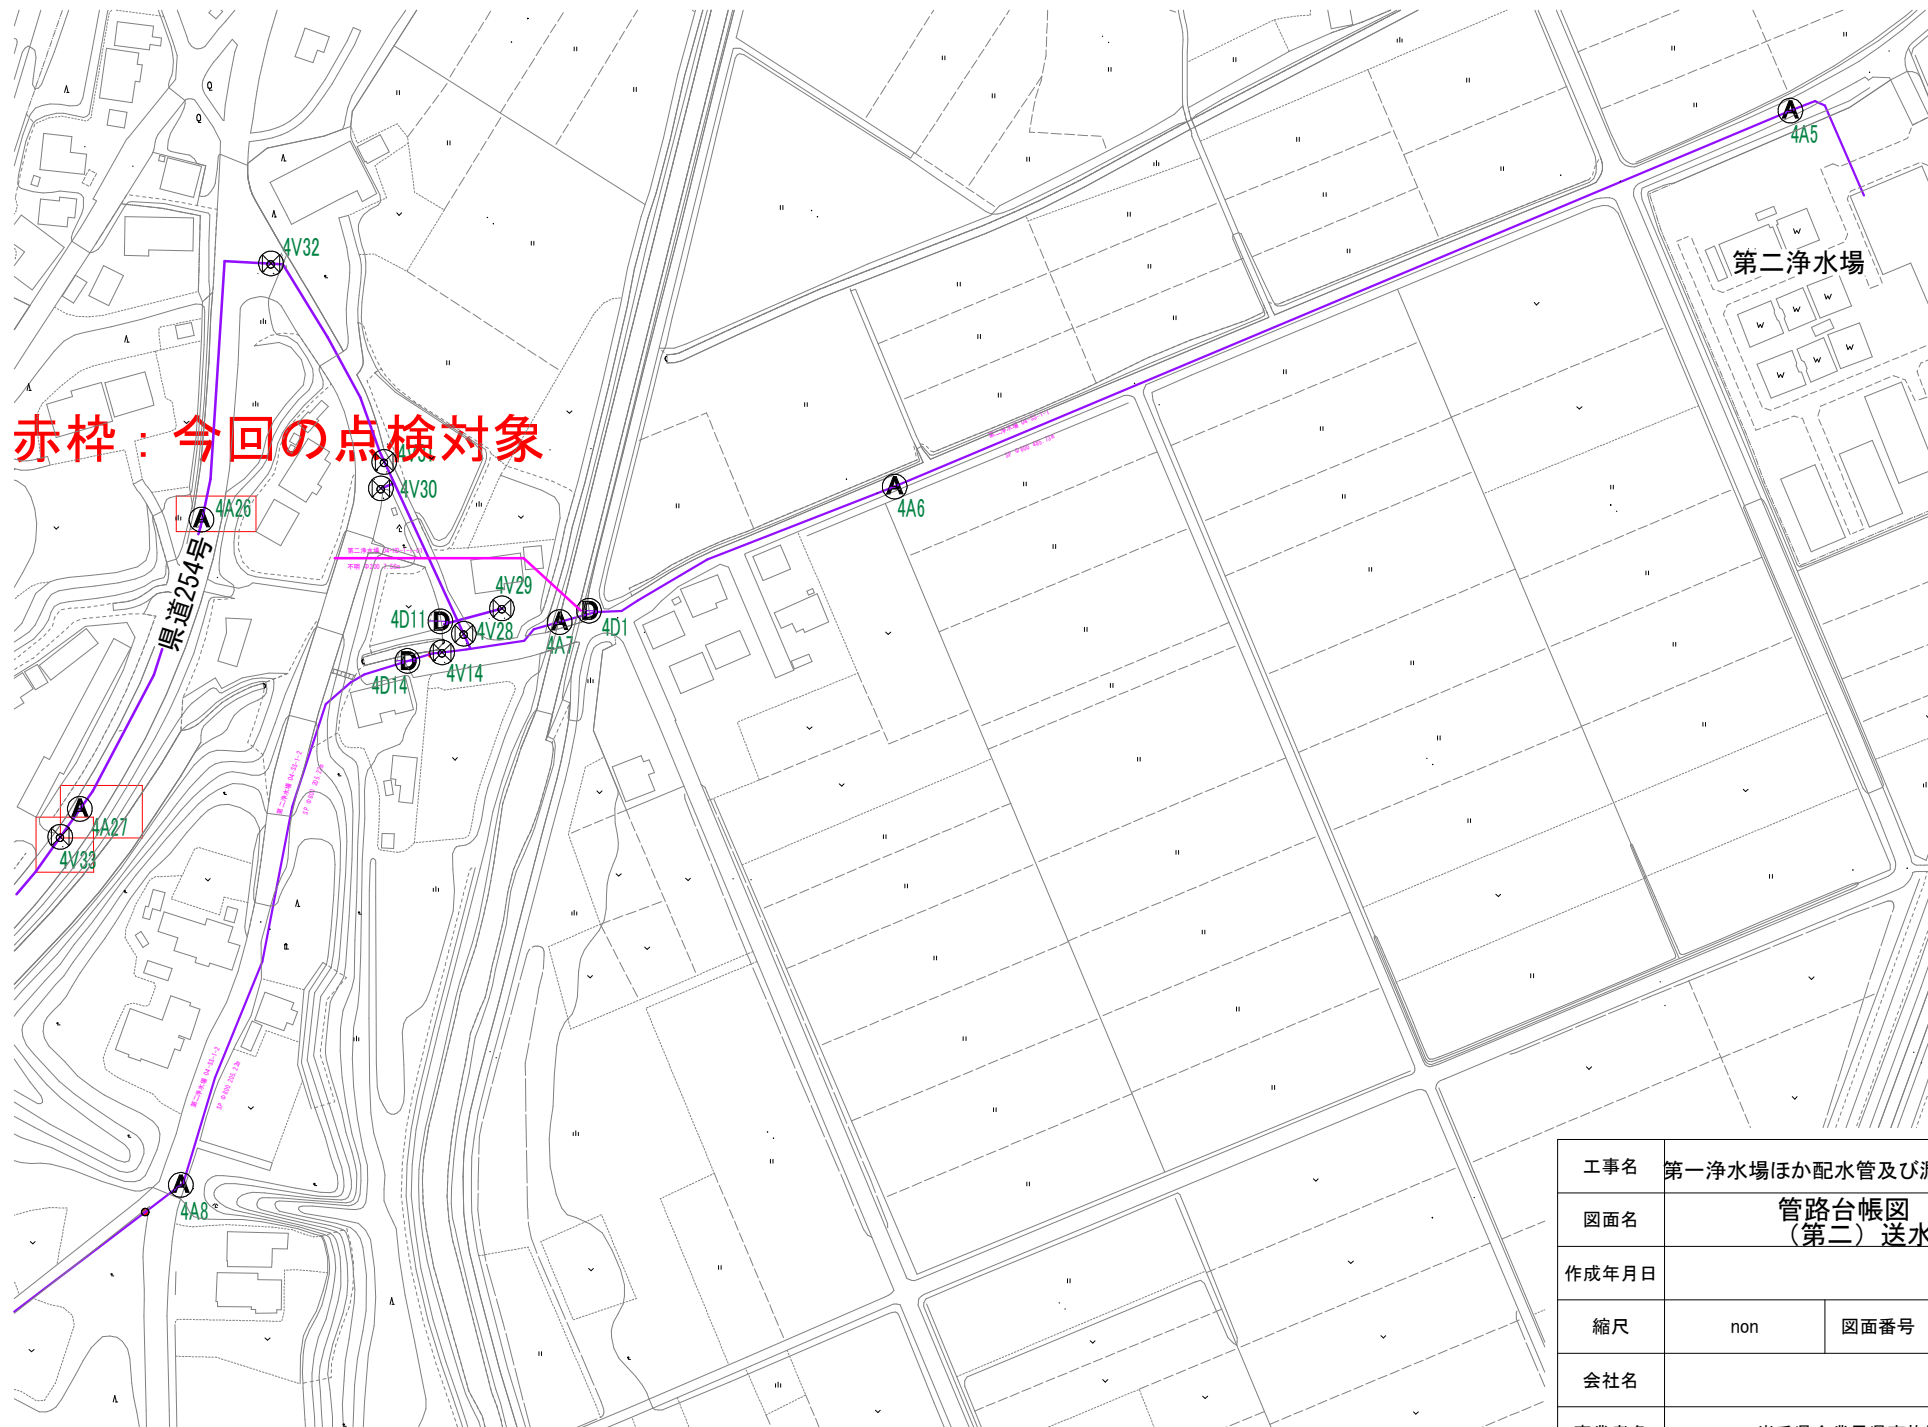


工事名	第一浄水場ほか配水管及び漏水調査業務委託		
図面名	管路台帳図 6/8 (第二) 送水管		
作成年月日			
縮尺	non	図面番号	7
会社名			
事業者名	岩手県企業局県南施設管理所		

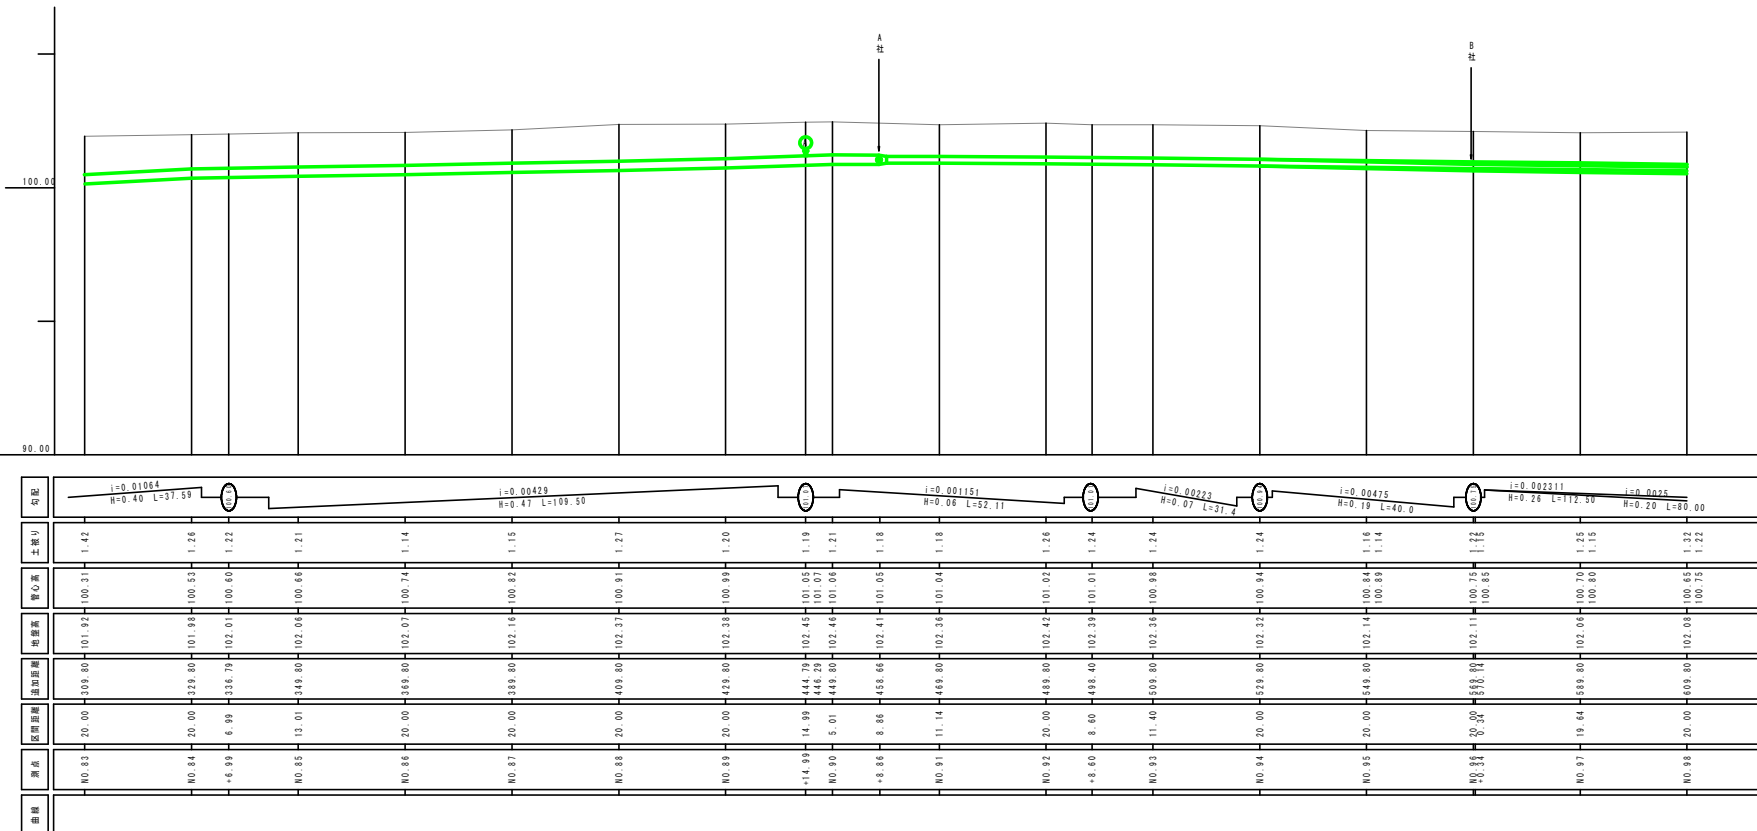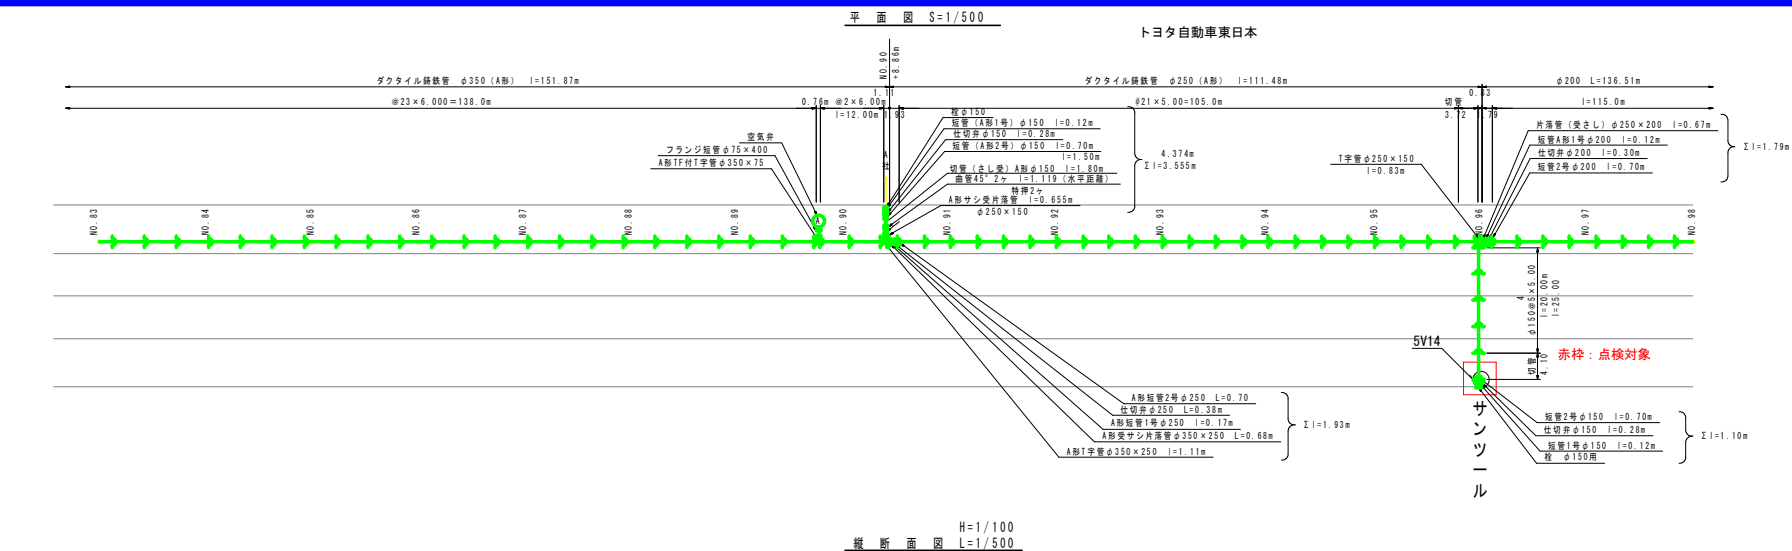


工事名	第一浄水場ほか配水管及び漏水調査業務委託		
図面名	管路台帳図 7/8 (第二)配水管		
作成年月日			
縮尺	non	図面番号	8
会社名			
事業者名	岩手県企業局県南施設管理所		


位置図 S=1/1000

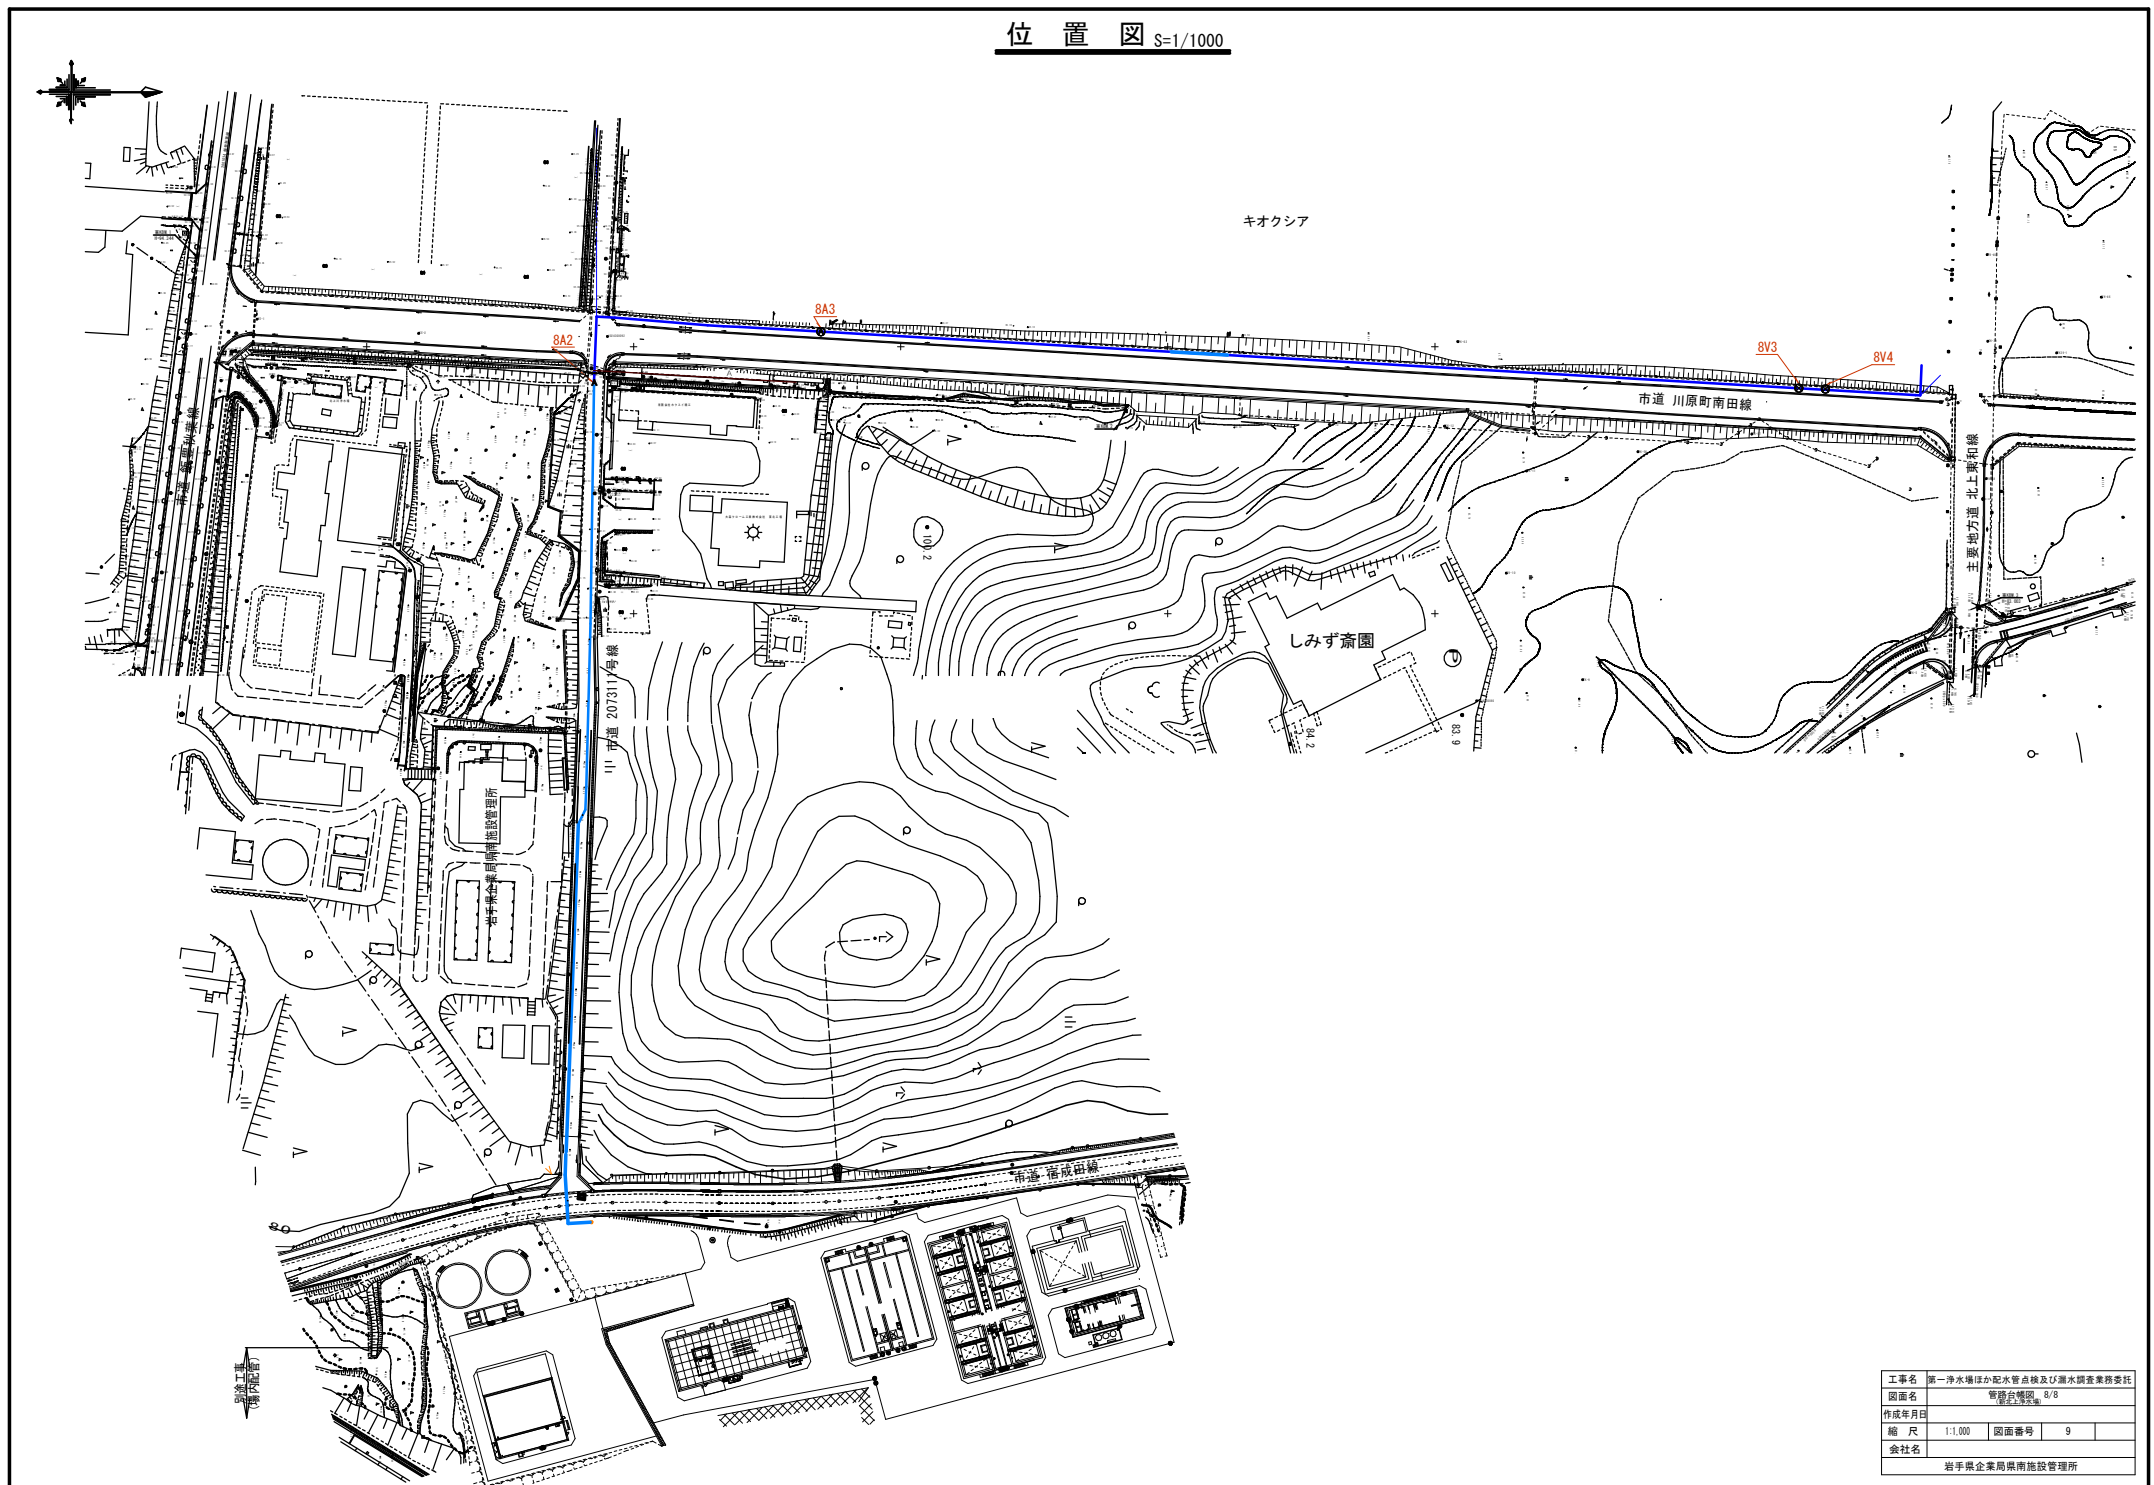


工事名	第一浄水場ほか配水管点検及び漏水調査業務委託		
図面名	管路台帳図 8/8		
作成年月日	令和5年5月		
縮尺	1:1,000	図面番号	9
会社名	岩手県企業局南施設管理所		

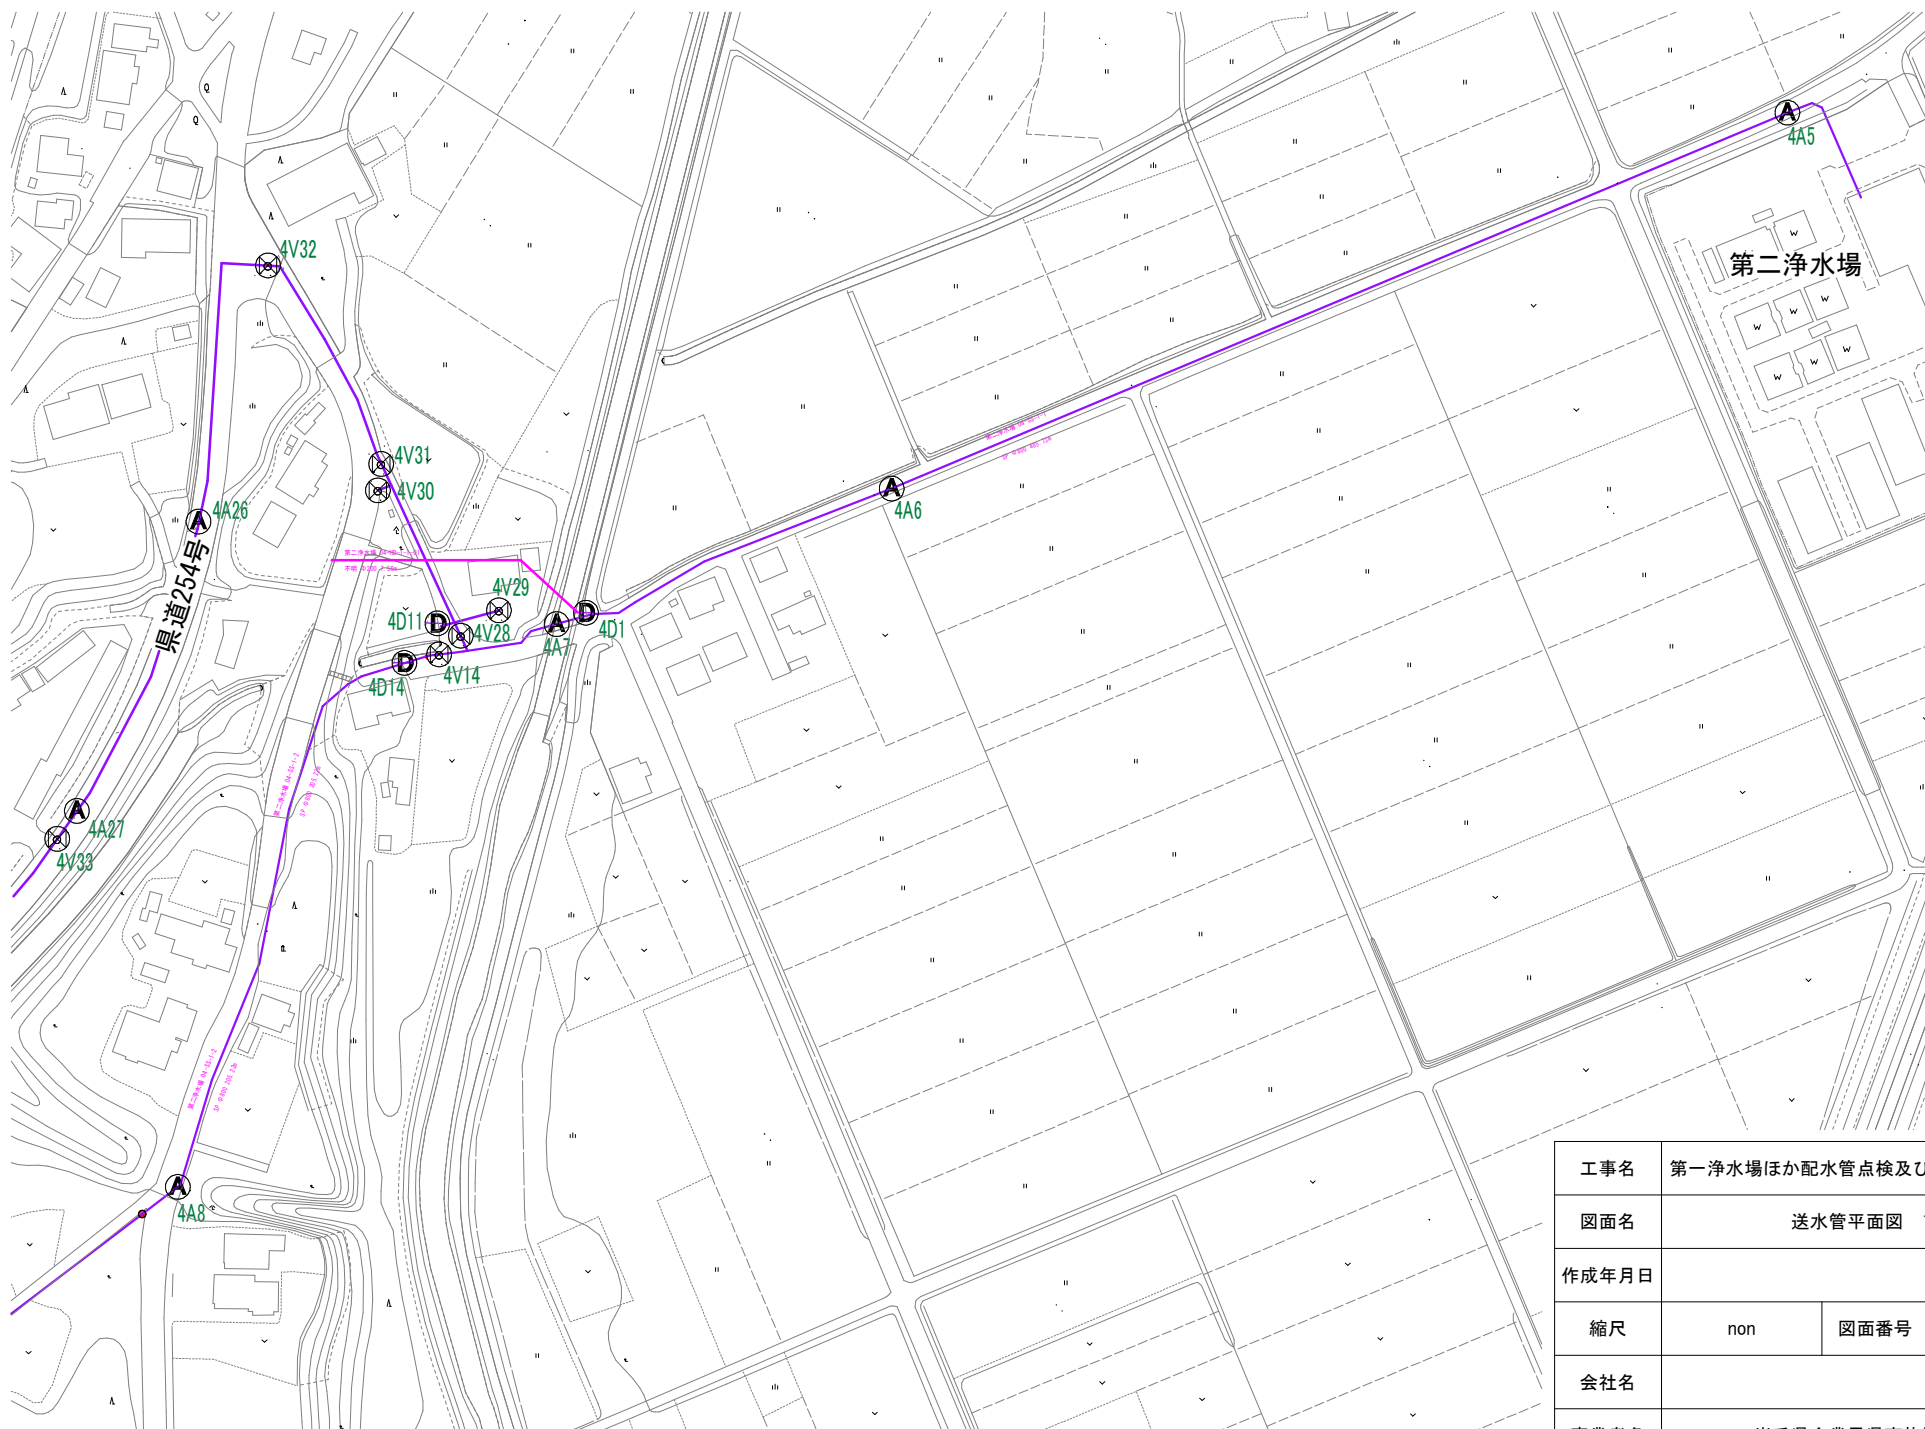


工事名	第一浄水場ほか配水管点検及び漏水調査業務委託		
図面名	送水管平面図 1/12		
作成年月日			
縮尺	non	図面番号	10
会社名			
事業者名	岩手県企業局県南施設管理所		

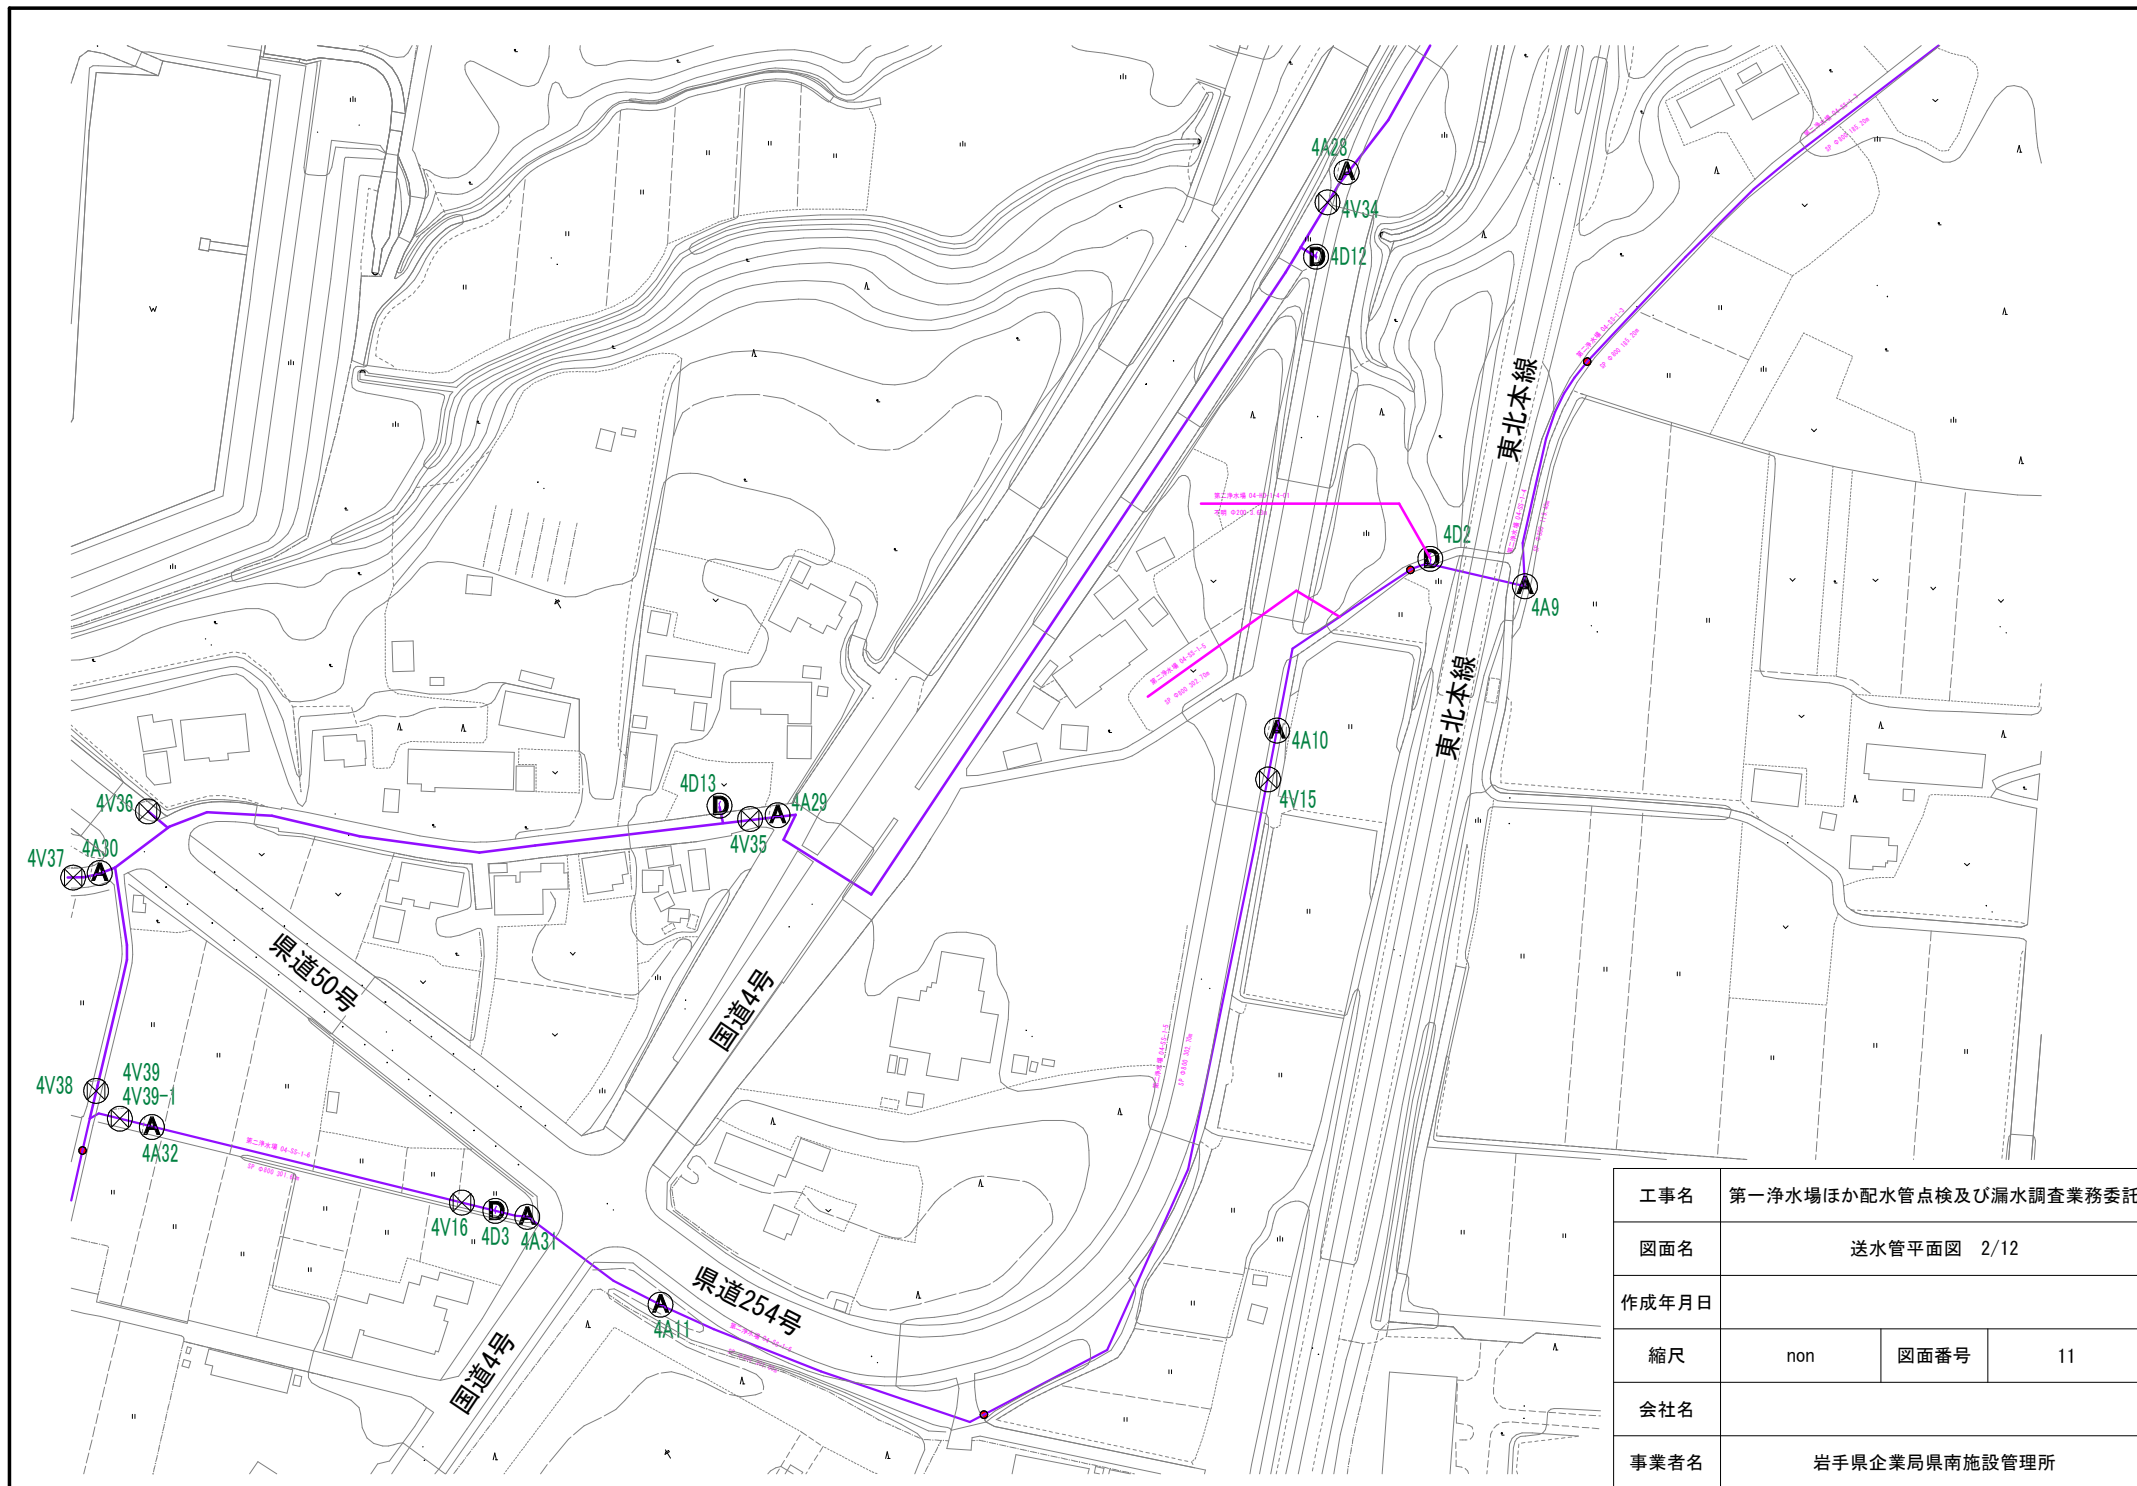


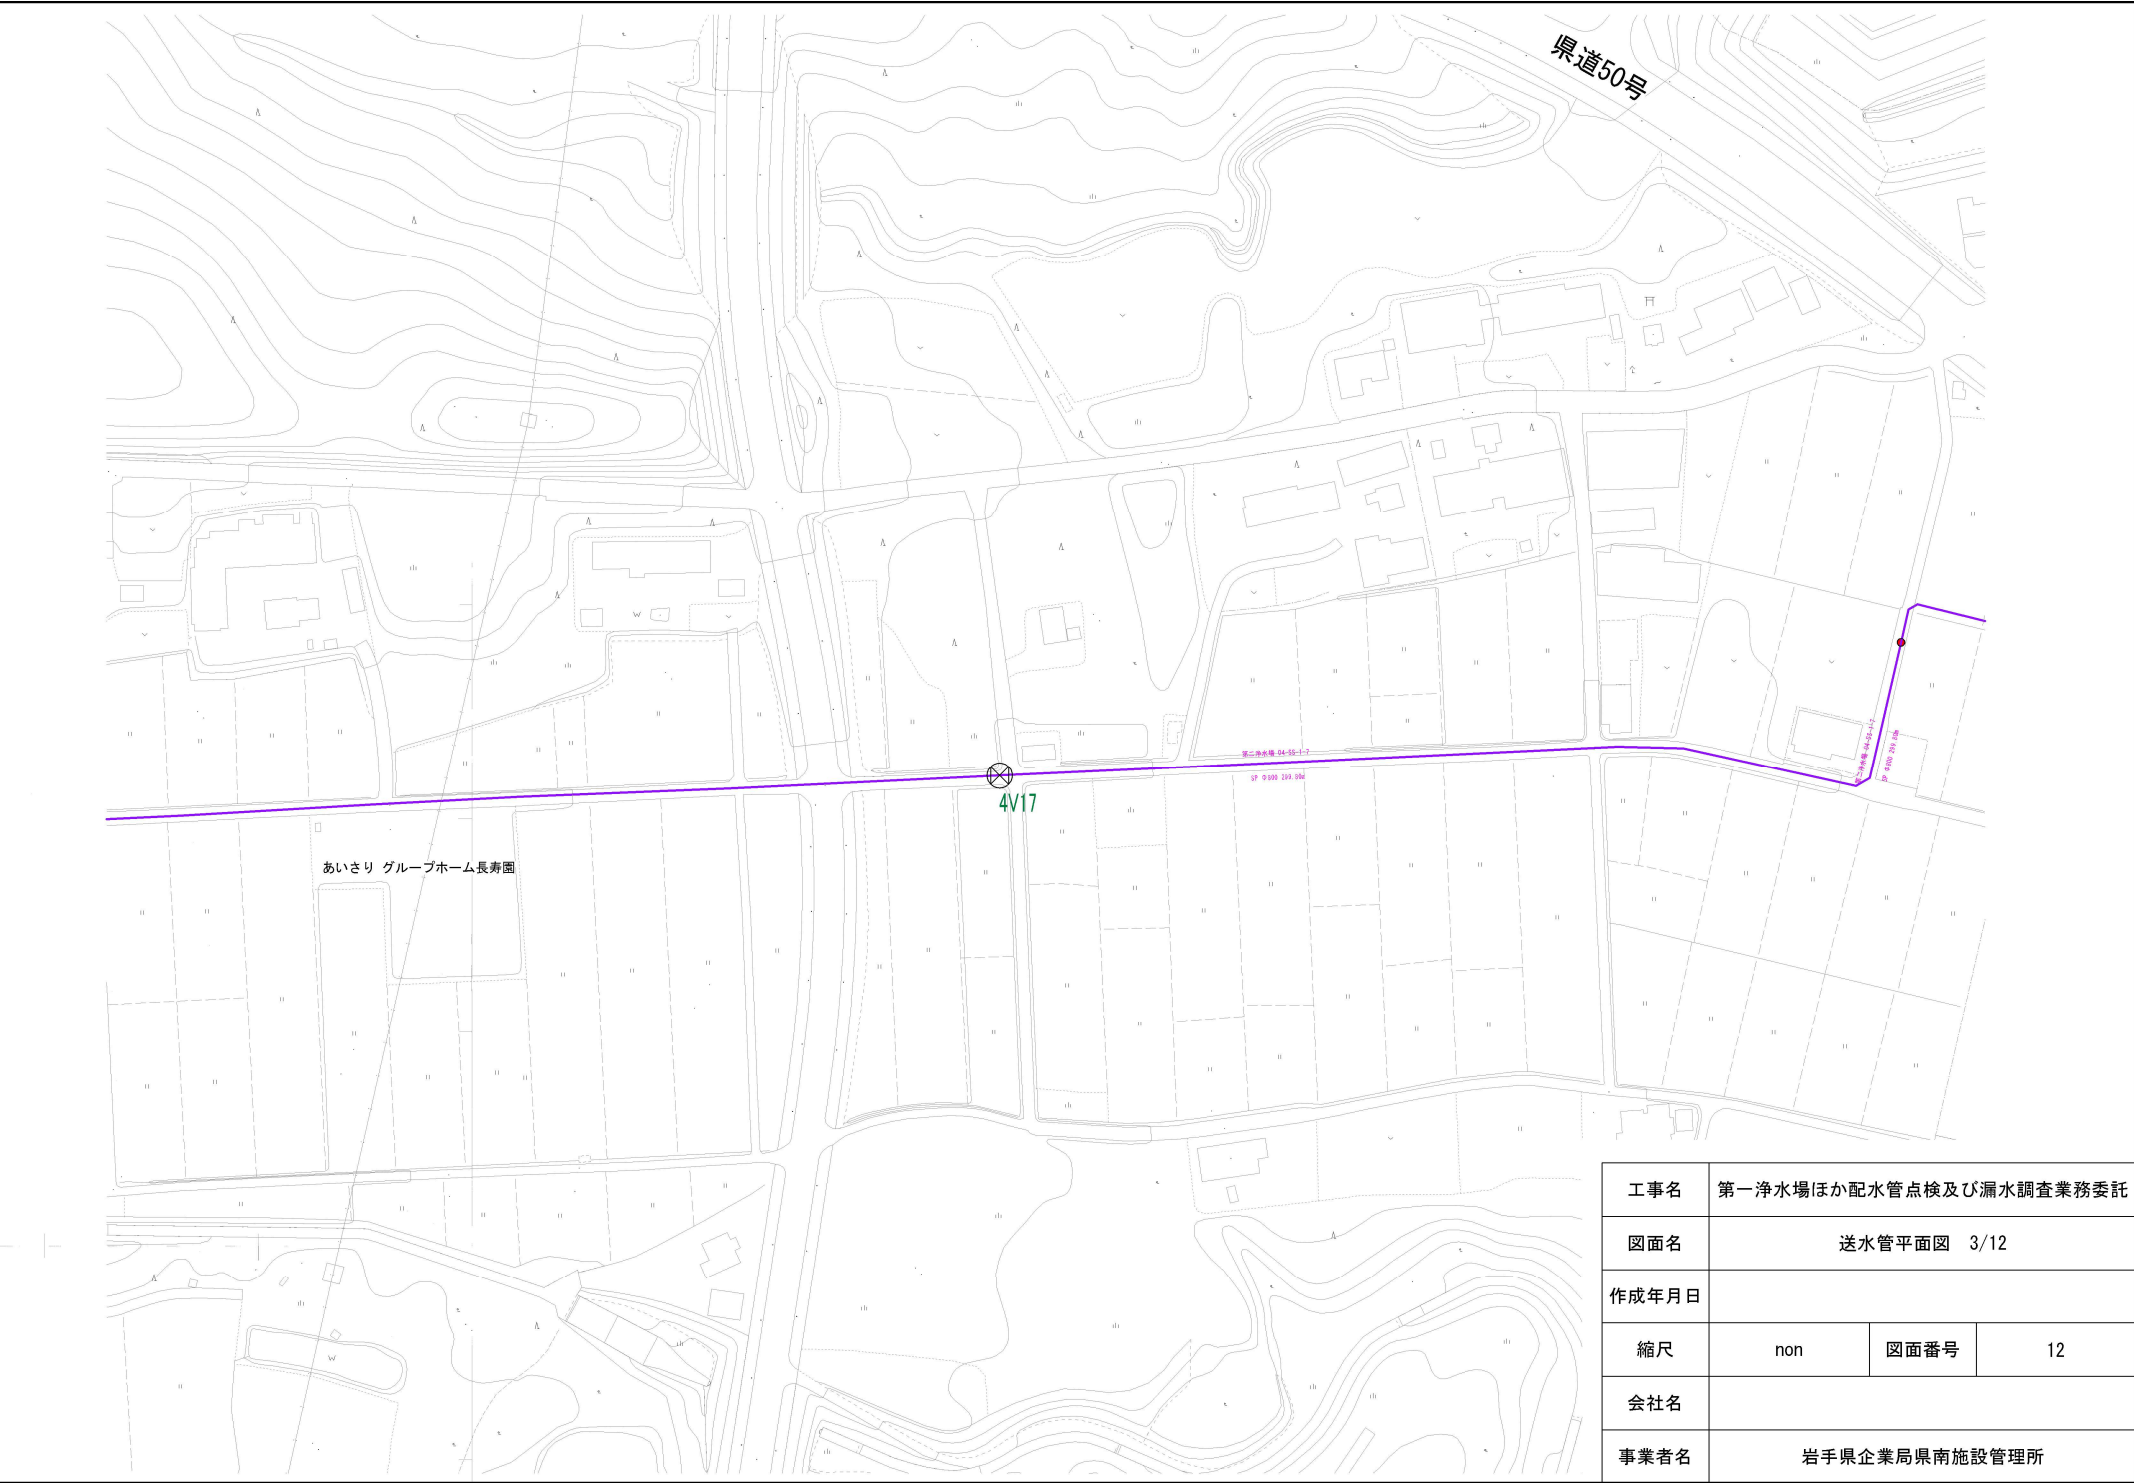

工事名	第一浄水場ほか配水管点検及び漏水調査業務委託		
図面名	送水管平面図 3/12		
作成年月日			
縮尺	non	図面番号	12
会社名			
事業者名	岩手県企業局県南施設管理所		

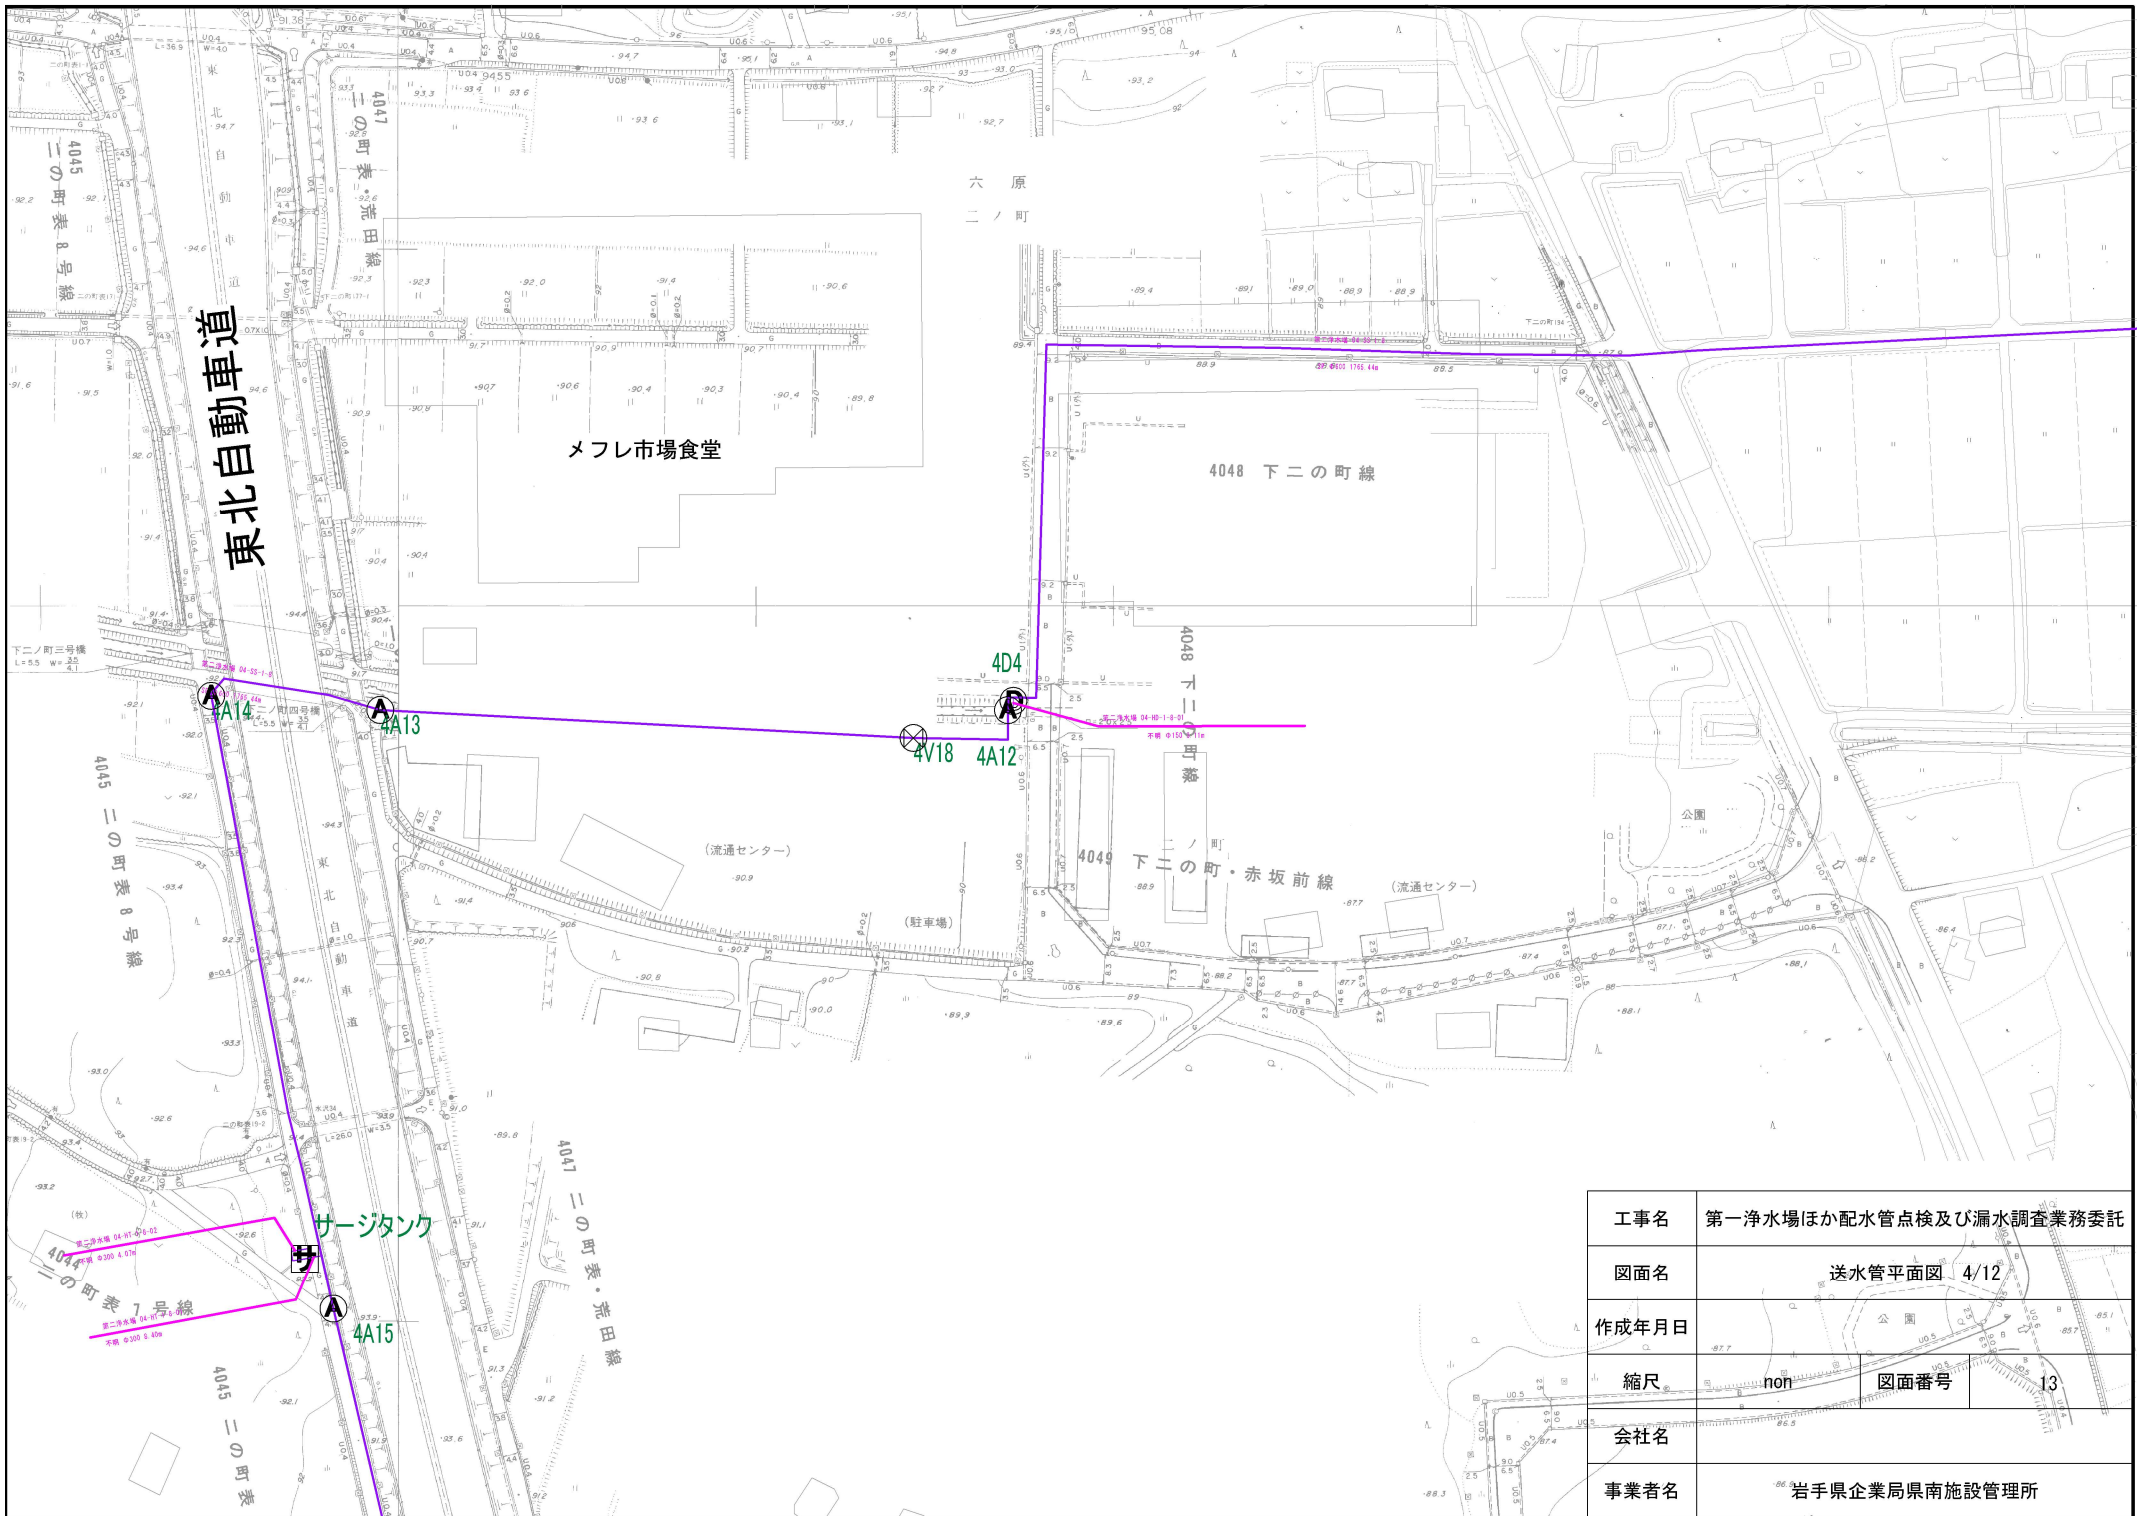


工事名	第一浄水場ほか配水管点検及び漏水調査業務委託		
図面名	送水管平面図 4/12		
作成年月日			
縮尺	non	図面番号	13
会社名			
事業者名	岩手県企業局県南施設管理所		

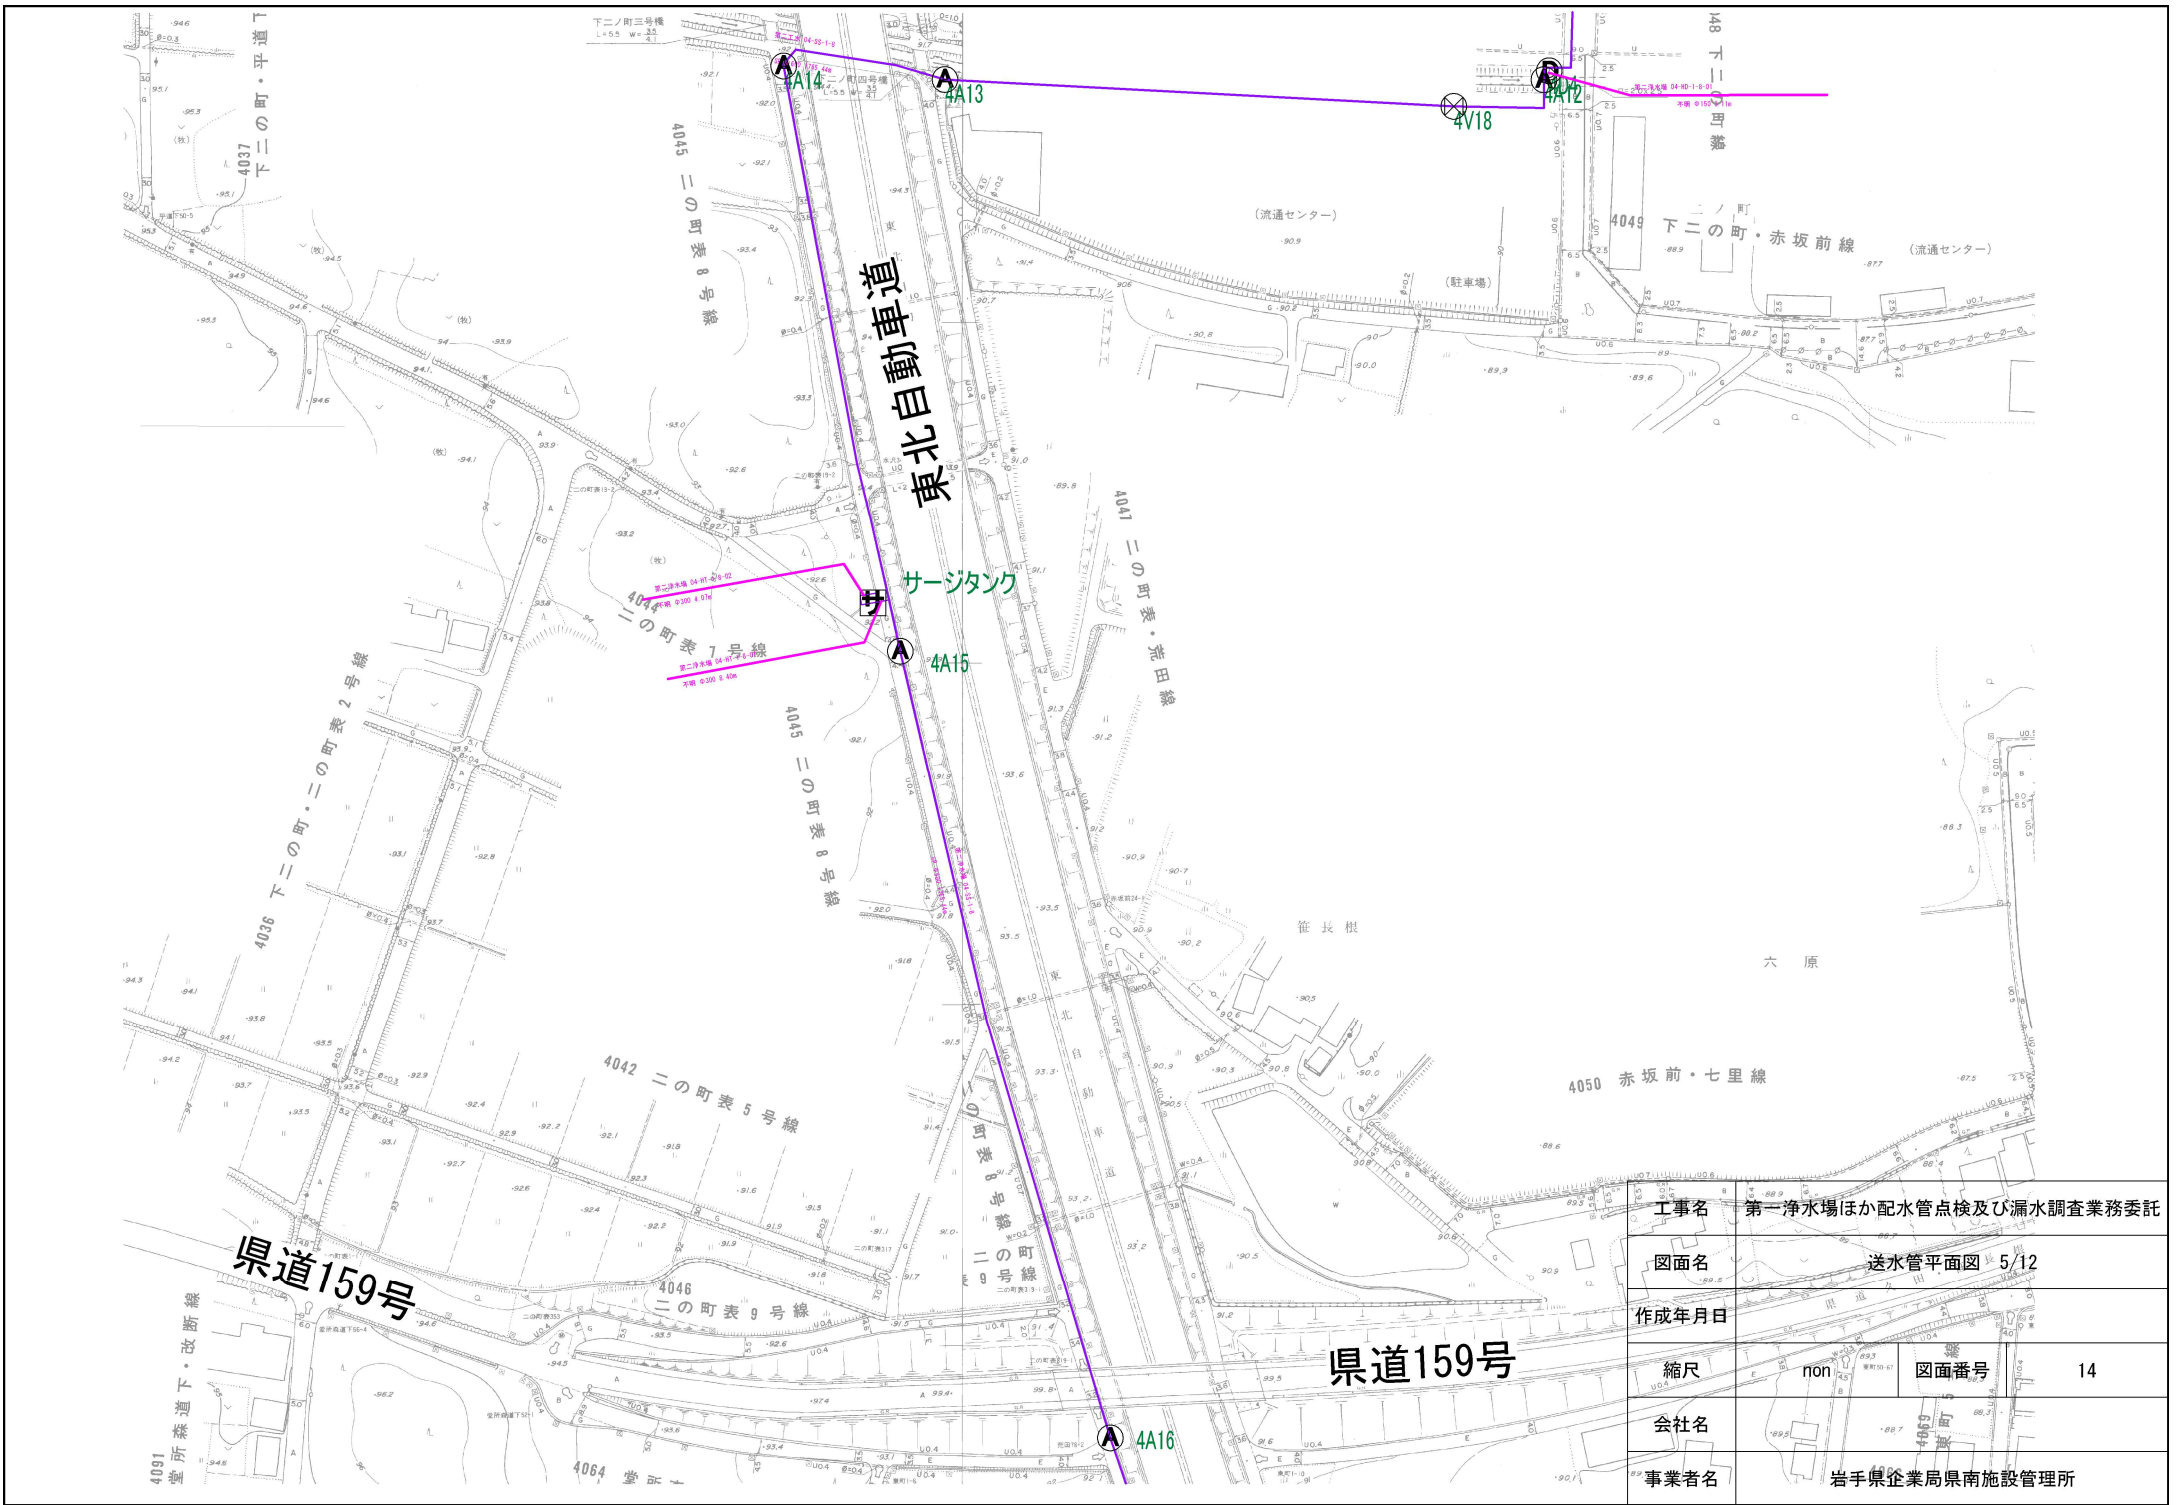

工事名	第一浄水場ほか配水管点検及び漏水調査業務委託		
図面名	送水管平面図 5/12		
作成年月日			
縮尺	non	図面番号	14
会社名			
事業者名	岩手県企業局県南施設管理所		



工事名	第一浄水場ほか配水管点検及び漏水調査業務委託		
図面名	送水管平面図 6/12		
作成年月日			
縮尺	1/1000	図面番号	15
会社名			
事業者名	岩手県企業局南施設管理所		

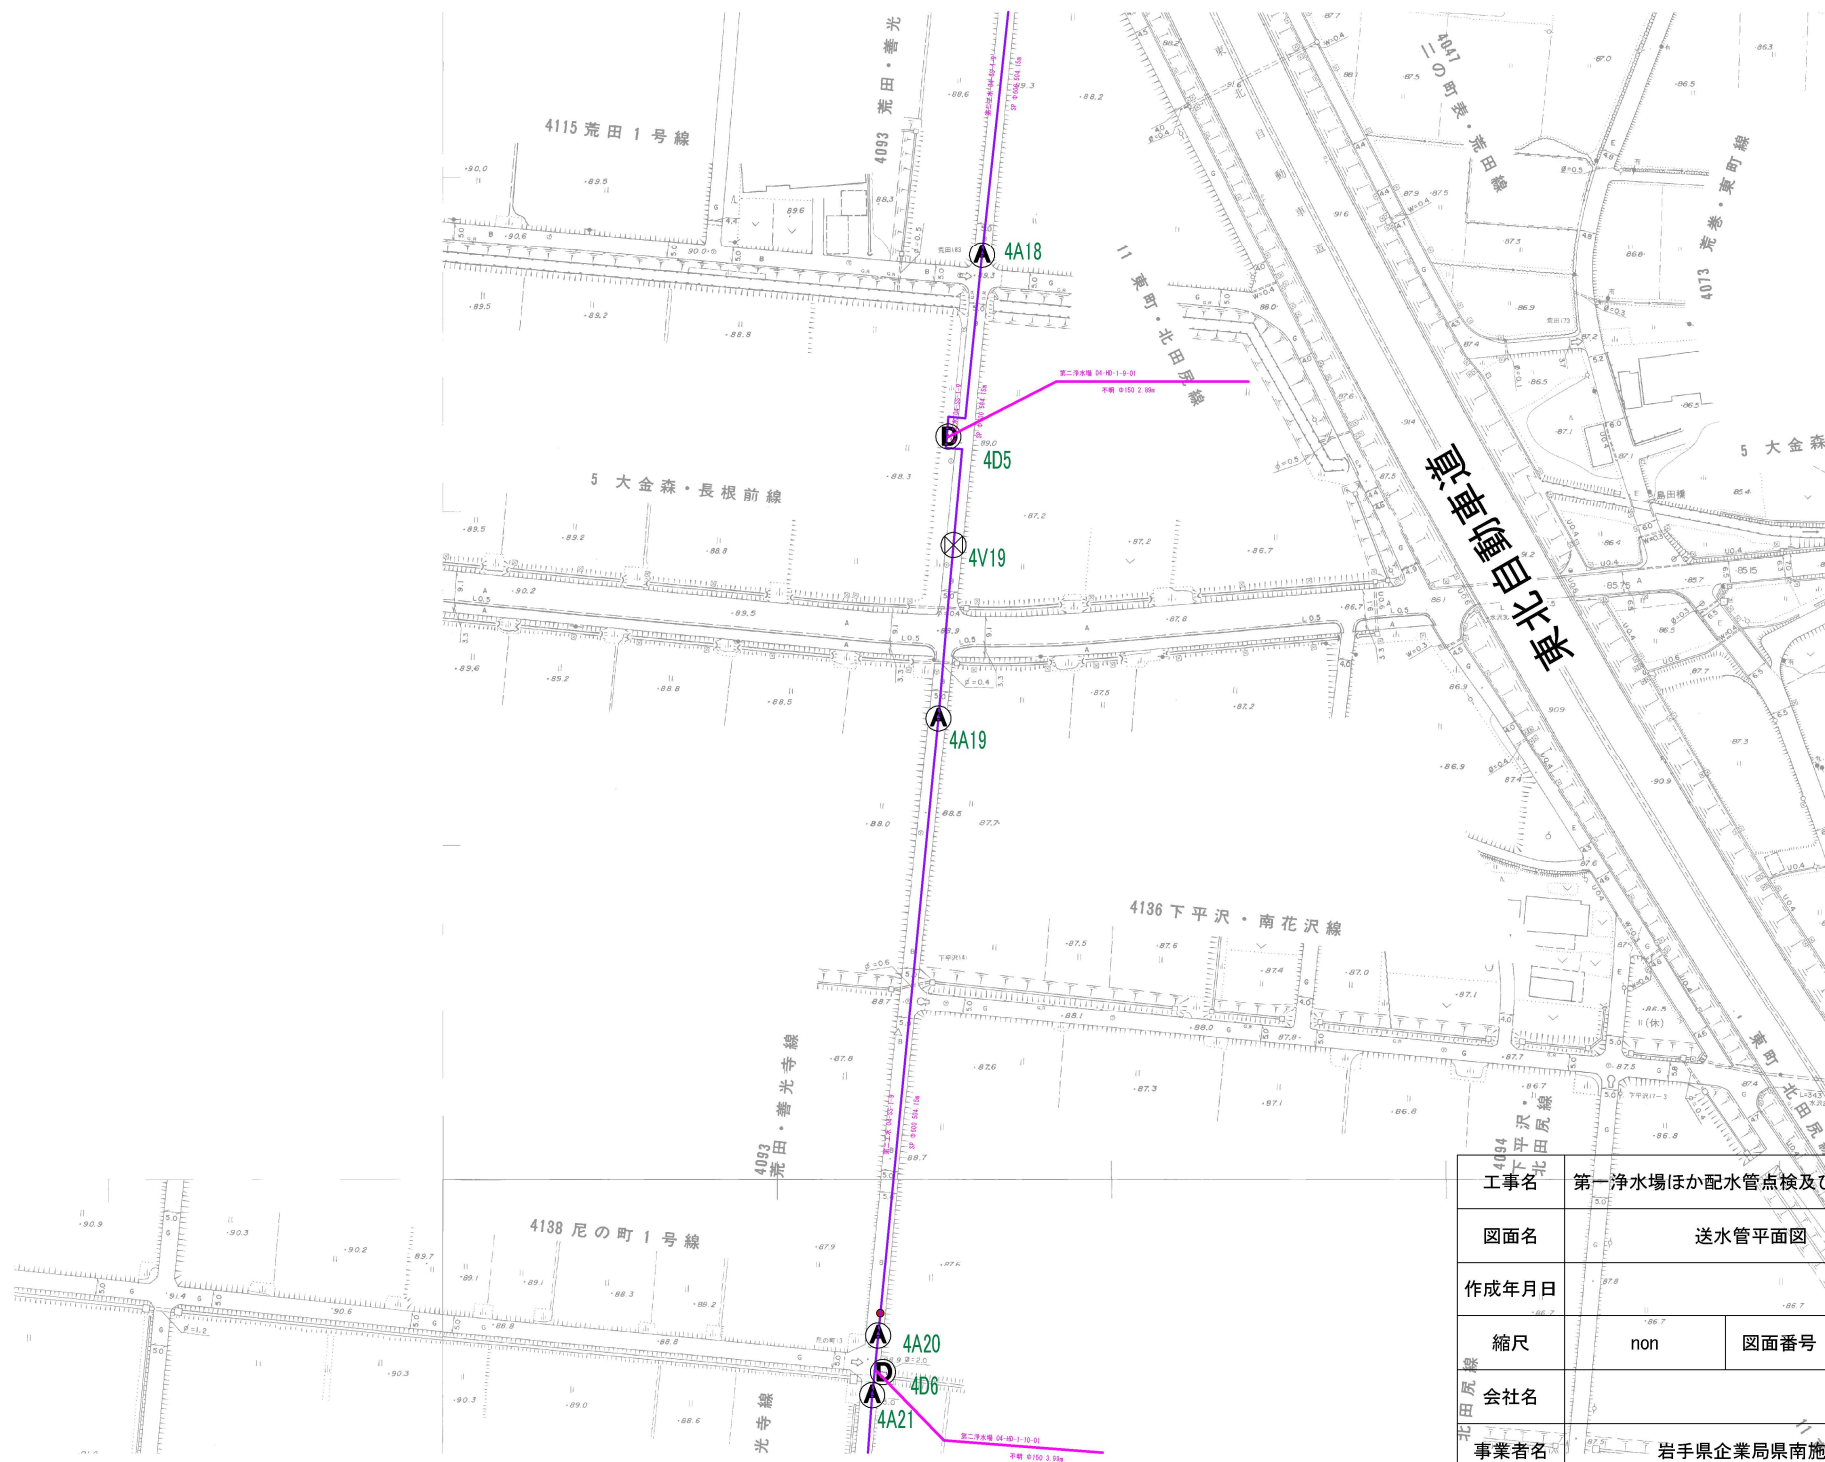


工事名	第一浄水場ほか配水管点検及び漏水調査業務委託		
図面名	送水管平面図 7/12		
作成年月日			
縮尺	non	図面番号	16
会社名			
事業者名	岩手県企業局県南施設管理所		



工事名	第一浄水場ほか配水管点検及び漏水調査業務委託		
図面名	送水管平面図 8/12		
作成年月日			
縮尺	non	図面番号	17
会社名			
事業者名	岩手県企業局県南施設管理所		



工事名	第一浄水場ほか配水管点検及び漏水調査業務委託		
図面名	送水管平面図 9/12		
作成年月日			
縮尺	non	図面番号	18
会社名			
事業者名	岩手県企業局県南施設管理所		

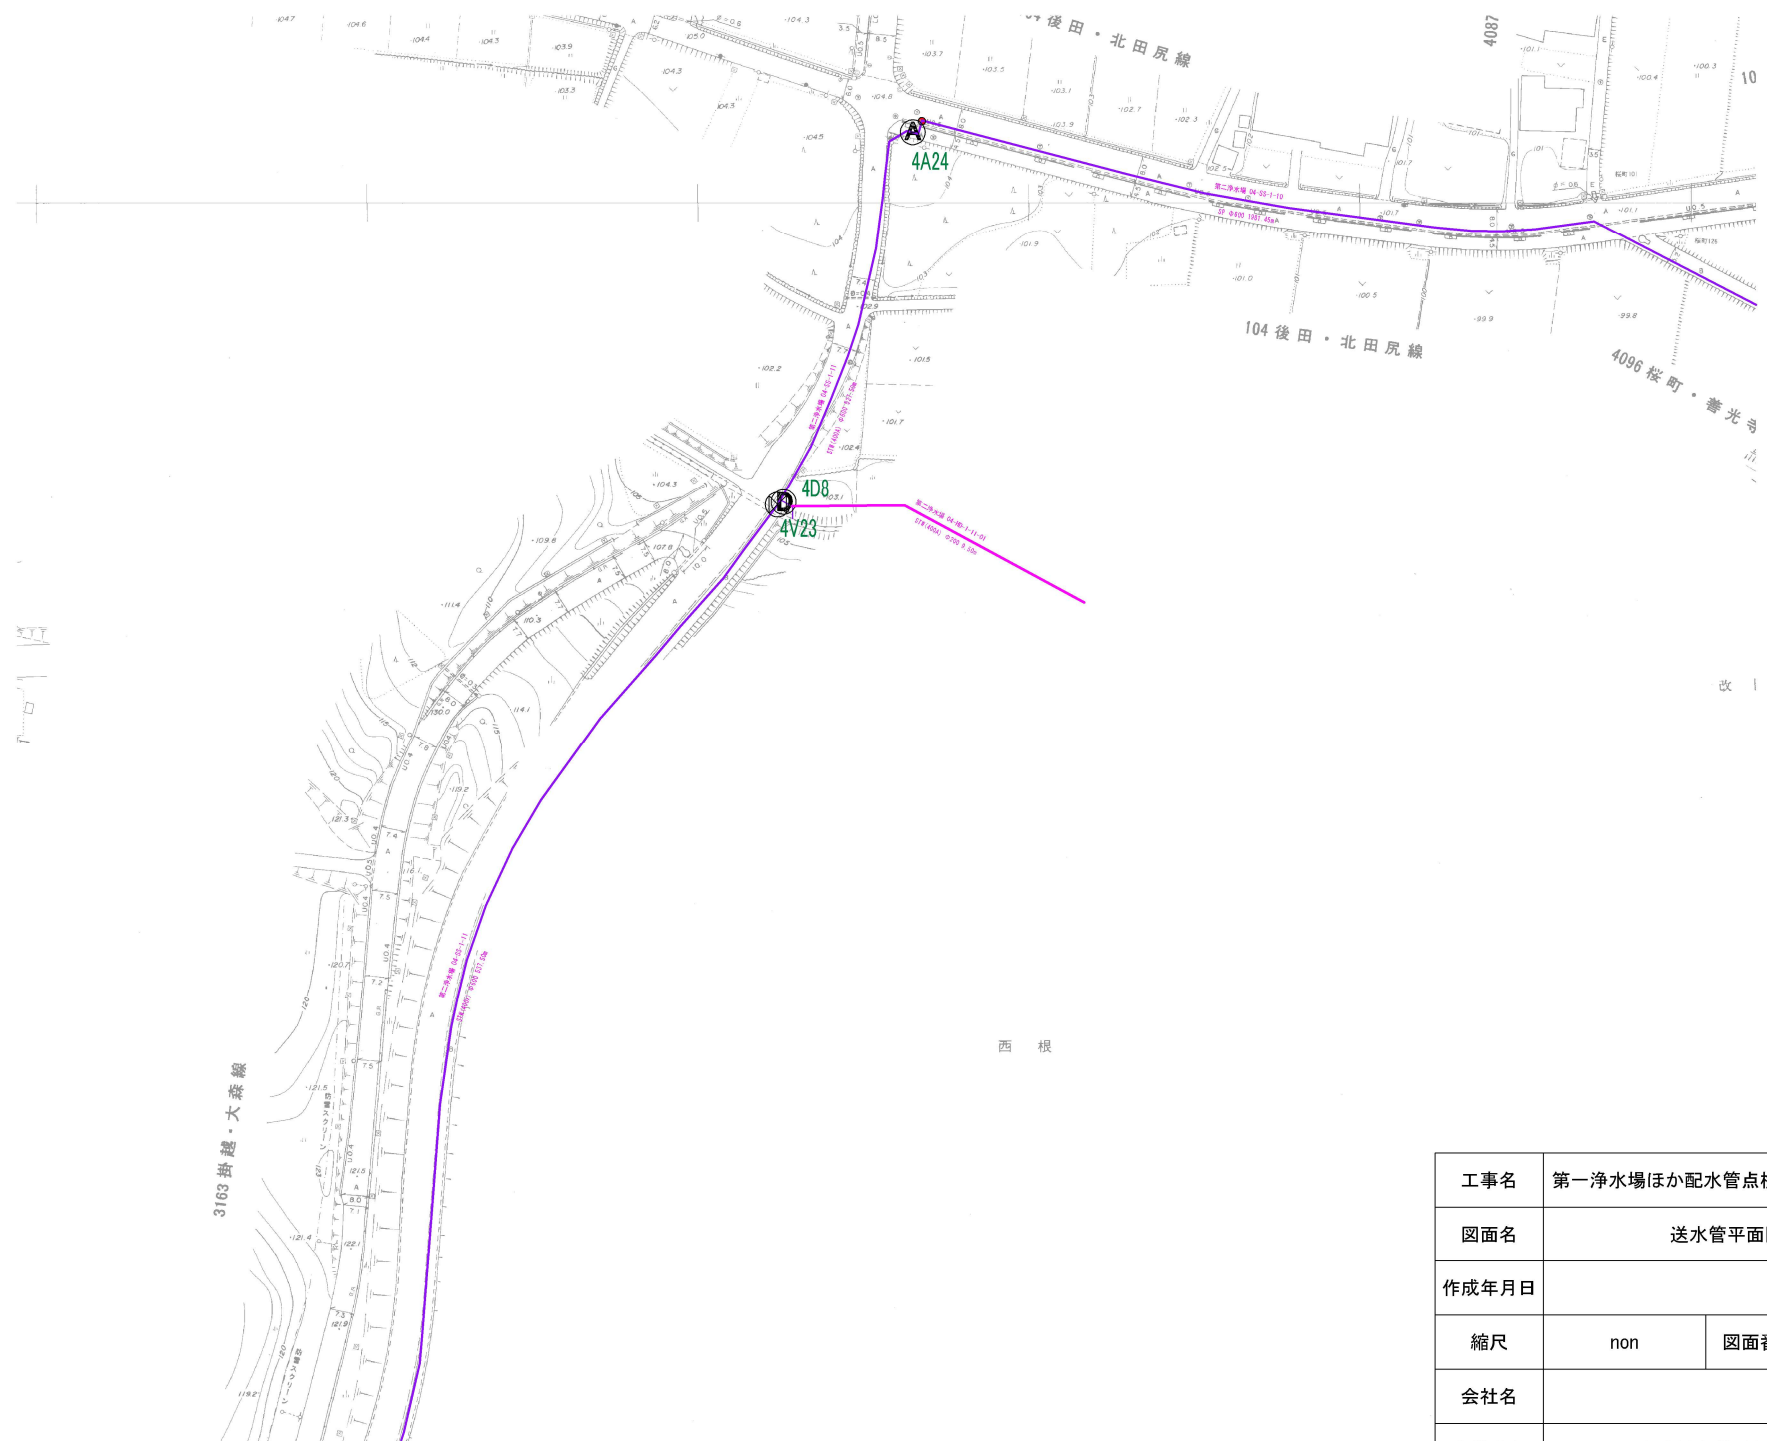

工事名	第一浄水場ほか配水管点検及び漏水調査業務委託		
図面名	送水管平面図 11/12		
作成年月日			
縮尺	non	図面番号	20
会社名			
事業者名	岩手県企業局県南施設管理所		

金ヶ崎配水池

4V24

4V26

4A25

オバクファーム(株)金ヶ崎工場

アイソ東北(株)

西 根

工事名	第一浄水場ほか配水管点検及び漏水調査業務委託		
図面名	送水管平面図 12/12		
作成年月日			
縮尺	non	図面番号	21
会社名			
事業者名	岩手県企業局県南施設管理所		